

Ведомость основных комплектов чертежей

Обозначение	Наименование	Примечание
13/04/26-1Пр-АС	Архитектурно-строительные решения	
13/04/26-1Пр-ЭМ	Электроснабжение лифтов	
13/04/26-1Пр-СС	Системы связи	

Ведомость чертежей основного комплекта АС

Лист	Наименование	Примечание
1	Общие данные	изм.1
2	Планы здания	изм.1
3	Текстовые указания.	
4	Данные для заказа лифтов. Таблица расчетных нагрузок на строительную часть от лифтовой установки.	изм.1
5	План машинного помещения	
6	Планы шахт. План прямка лифта Л2	
7	Устройство прямка лифта Л1	изм.1 (заменен)
8	Разрезы 1-1, 2-2, 3-3	
9	Развертка стен шахт лифтов Л1, Л2	
10	Узлы 1-3. Узел устройства бортика вокруг отверстия. Узел крепления люка в машинном помещении.	
11	Устройство монорейса в машинном помещении	
12	Спецификация	изм.1
13	Ведомость отделки. Экспликация полов	изм.1

Ведомость ссылочных и прилагаемых документов

Обозначение	Наименование	Примечание
	<u>Ссылочные документы</u>	
АТ-7.03-001АД МЛМ	"Альбом на проектирование строительной части лифтовых установок"	
	<u>Прилагаемые документы</u>	
13/04/26-1Пр-АСИ-МН1...МН7	Изделия закладные МН1...МН7	
13/04/26-1Пр-АСИ-МН8...МН10	Изделия закладные МН8...МН10	Изм.1 (нов)
13/04/26-1Пр-АСИ-БМ1, БМ2	Бортики металлические БМ1, БМ2	

1. В данном разделе разработаны чертежи на замену существующего лифтового оборудования и установку нового лифтового оборудования на основании задания на проектирование.

2. Проект предусматривает замену сущ. лифтового оборудования на лифтовое оборудование грузоподъемностью 400 кг ~~5-630кг~~ V=1,0 м/с ОАО "Могилевлифтмаш"

1.1/

(принято за аналог).

3. Замена подлежат лебедка, лифтовая кабина, направляющие противовеса, детали крепления, противовесы, станция управления и электрические сети. Демонтажные работы должны выполняться специализированной организацией согласно проекту производства работ.

4. Демонтируемое оборудование подлежит утилизации и сдаче по акту заказчиком.

5. При разработке документации на капитальный ремонт здания необходимо произвести обследование строительных конструкций машинного помещения и покрытия здания в части их несущей способности и соответствия теплотехническим нормам.

6. Класс здания по функциональной пожарной опасности - Ф1.2 (СН 2.02.05-2020).

7. Уровень сложности здания - КЗ.

8. Уровень ответственности здания - II.

9. Степень огнестойкости здания - II (СН 2.02.05-2020).

10. Класс среды по условиям эксплуатации для проектируемых конструкций по СН 2.01.07-2020:

- железобетонные конструкции шахты и машинного помещения - ХА0;
- металлические конструкции в шахте и в машинном помещении - ХА0.

Класс экспозиции железобетонных изделий по СП 5.03.01-2020:

- железобетонные конструкции шахты и машинного помещения - ХС1.

11. В соответствии с СН 2.01.01-2019 учтены показатели управления надежностью:

- класс последсвий - СС2;
- класс надежности - RC2;

коэффициент воздействий - 1,0.

12. При производстве ремонтно-строительных работ руководствоваться техническими указаниями на производство и приемку строительных работ при капитальном ремонте (см. "Правила по охране труда при выполнении строительных работ").

13. Технические решения принятые в рабочих чертежах соответствуют требованиям экологических, санитарно-гигиенических, противопожарных и других действующих норм и правил, и обеспечивают безопасную для жизни и здоровья людей эксплуатацию объекта, при соблюдении предусмотренных чертежами мероприятий.

14. Принятые проектные решения не затрагивают несущей способности конструкций.

15. Решения по монтажу лифтового оборудования, не указанные в проектной документации, выполнять с соответствии с документацией завода-изготовителя.


16. Строительный проект разработан в соответствии с заданием на проектирование, техническим регламентом «Здания и сооружения, строительные материалы и изделия. Безопасность», актами законодательства Республики Беларусь, межгосударственными и национальными ТНПА, с соблюдением технических условий.

13/04/26-1Пр-АС



«Модернизация здания общежития по адресу:
г. Минск, ул. Коллекторная д.20»

Изм.	Кол.	Лист	Н док	Подпись	Дата	Стадия	Лист	Листов
1	1	изм	38-26		07.2026	С	1	
ГИП	Крушанов				04.2026	Общие данные		
Разраб.	Феклистова				04.2026			
Провер.	Феклистова				04.2026			
Утвердил	Крушанов				04.2026			
Н. контр.	Крушанов				04.2026	ООО "Бюро комплексного проектирования"		

Инд. N подл. Подпись и дата. Взам. инв. N

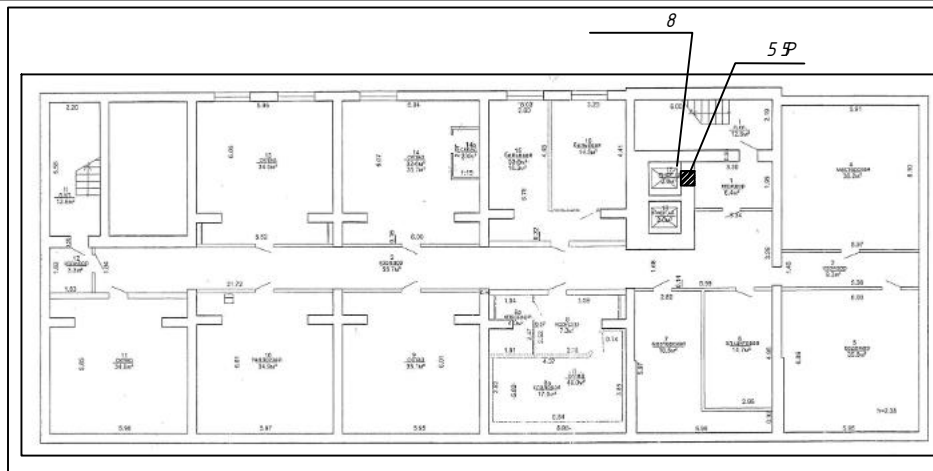

1.1

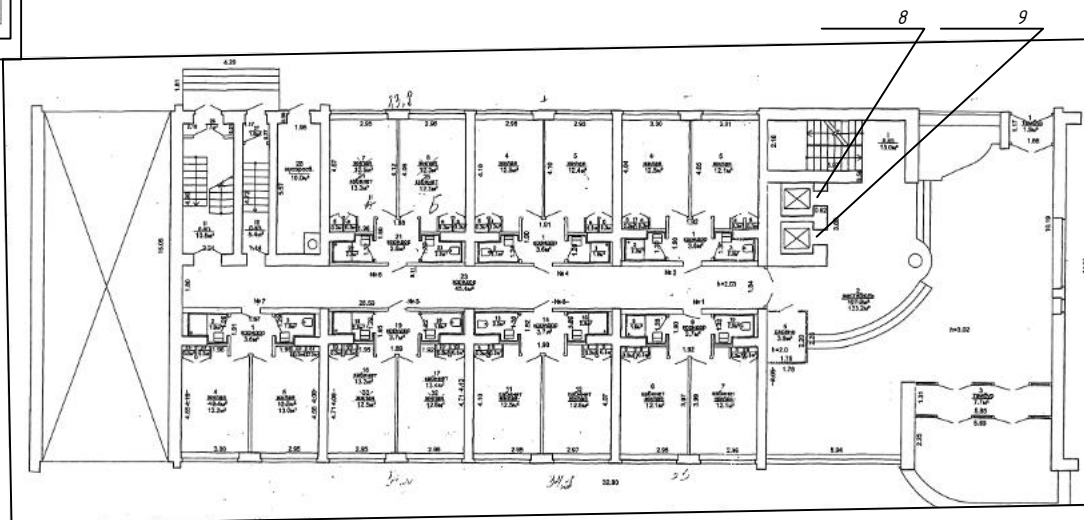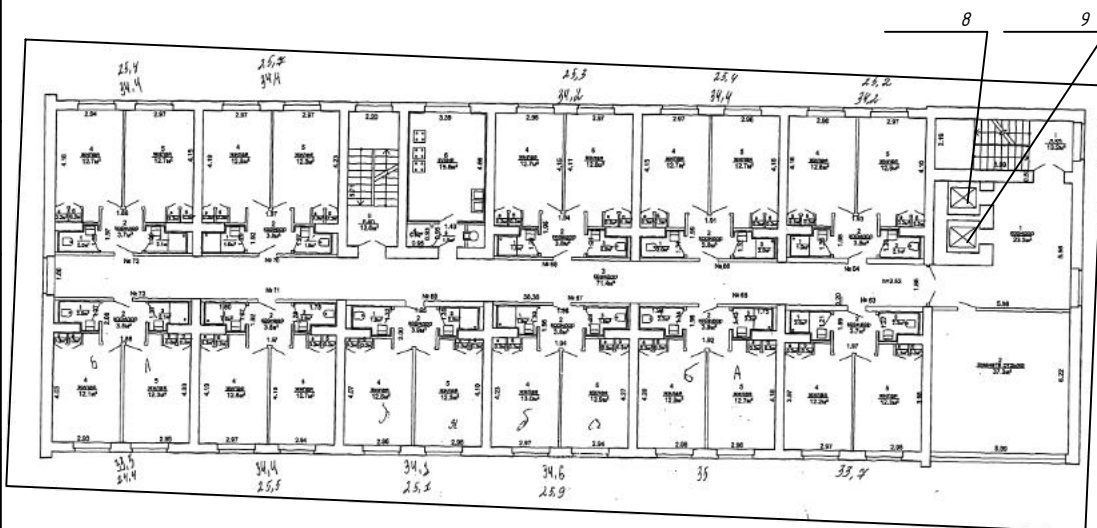

1.

5 ББ

				8 67; 69L48 4			
8 8 38-26				5 3 5 97			
5 5				2			
5 5				ы здания			
5 5				ООО "Бюро комплексного проектирования"			

Инв. N подл. Подпись и дата. Взам. инв. N

Инв. N подл.	Подпись и дата	Взам. инв. N

- 1. Общие данные см. л. 1.
- 2. Чертежи на заказ лифтов разработаны в соответствии с «Альбомом заданий на проектирование строительной части лифтовых установок АТ-7.13-001АД МЛМ и являются заданием на проектирование закладных деталей, отверстий, дверных проемов.
- 3. Размеры закладных деталей и их привязка в горизонтальном и вертикальном направлениях запроектированы с учетом альбома АТ-7.13-001АД МЛМ.
- 4. Отверстия для установки настилов не предусматривать. Монтаж вести с кабины лифта, переоборудованной в рабочую площадку (по ТКП 577-2015).
- 5. Отверстия для вызывных аппаратов в бетонных стенах шахт запроектированы по альбому АТБ-0.0-0000-05.
- 6. Стены шахт лифтов из кирпичные, толщина передней стенки - 610...660мм . Стены машинного помещения из кирпичные. Пол машинного помещения выше уровня технического этажа, машинное помещение выступает над кровлей.
- 7. Основной посадочный этаж - уровень первой остановки, на отм. ±0,000.
- 8. Отделка дверей шахты - порошковая эмаль.
- 9. Обрамления заказываются с учетом возможного отклонения передней стенки лифта от вертикали.
- 10. Отверстия в железобетонной плите перекрытия над шахтой выполнять рассверливанием по контуру отверстиями Ø20мм через 70-80мм твердосплавным инструментом. Отверстия в стенах шахты выполнять пропиливанием (установка опорных конструкций при расширении не требуется). Ударное воздействие запрещается.
- 11. Стремянку в прямке демонтировать, установить скобы.
- 12. Дверь и люк должны соответствовать техническим требованиям СТБ 2433-2015. Перед заказом дверного блока и люка уточнить по месту размеры проемов. Дверь и люк в машинном помещении должны быть оборудованы запорными устройствами, отпираемыми снаружи ключом, а изнутри помещений без ключа.
Крепление коробки люка к конструкции в проеме перекрытия должно обеспечиваться при помощи металлических дюбелей или анкеров диаметром 12 мм. Отверстия для дюбелей должны быть выполнены в вертикальных стойках коробок на расстоянии от 0,3 до 0,5 м от перекладины и порога. Шаг установки дюбелей (анкеров) —не более 500 мм.
Крышка люка в закрытом положении должна выдерживать без остаточной деформации нагрузку двух человек, присутствие каждого из которых эквивалентно нагрузке 1000Н, приложенной на площадь 0,2*0,2м в любом месте крышки люка. Крышка люка не должна открываться вниз, за исключением случая, когда она связана с выдвижной лестницей.
Петли люка (при наличии) должны быть такого вида, чтобы нельзя было их снять. Если крышка люка открыта, то должны быть приняты меры предосторожности по предотвращению падения людей. Крышки люков, используемые только для подачи материалов, допускается запирать на замок только изнутри.
На наружной стороне дверей, ведущих в машинное помещение должна находиться табличка "Машинное помещение лифта. Посторонним вход воспрещен". На люках должна быть табличка с надписью "Опасность падения. Люк закрыть".
- 13. Закладные детали в прямке установить непосредственно на плиту пола прямка (лифт Л2) и балки прямка (лифт Л1).
- 14. Вокруг отверстий для пропуска канатов установить металлические бортики БМ1, БМ2 высотой 50мм (над уровнем стяжки пола).
- 15. Пол машинного помещения покрыть противоскользящим покрытием. Внутренние поверхности стен и потолок машинного помещения окрасить водно-дисперсионной моющейся краской ВД-АК-2038 ТУ РБ 06075370.003-98 светлого тона.

- 16. Металлические элементы, скобы, очистить от ржавчины и окрасить грунтовкой ГФ-021 по ГОСТ 25129-82 и эмалью ПФ-115 по ГОСТ 6465-76. Цвет серый. Общая толщина покрытия - 80 мкм. Площадь окраски указана в спецификации.
- 17. Заливку чистого пола в машинном помещении производить после установки оборудования и прокладки труб электропроводки.
- 18. Длина направляющих кабины и противовеса не более 3,5 м (в случае замены).
- 19. Таблицу расчетных нагрузок от лифтовой установки см. л. 4.
- 20. Допускается использовать существующие закладные детали при условии соответствия размеров и мест расположения монтажно-сборочному альбому.
- 21. По окончании монтажа дверей шахт строительные проемы заделать полностью. Зазоры между стойкой и передней стеной шахты внутри шахты не допускаются. Зазоры заполнить минераловатными плитами (толщина 30мм), объем заполнения см. спецификацию. Минеральную вату оштукатурить цементно-песчаным раствором М50, площадь см. спецификацию.
- 22. После монтажа оборудования лифтов, в шахтах, машинных и предмашинных помещениях произвести ремонт порогов и дверных проемов цементно-песчаным раствором М200, расход см. спецификацию.
- 23. В качестве цементно-песчаных растворов применять сухие готовые смеси с маркой прочности в соответствии со спецификацией.
- 24. При обнаружении невыявленных работ составляется трехсторонний акт с участием представителей заказчика, генподрядчика и проектировщика.

						13/04/26-1Пр-АС			
						«Модернизация здания общежития по адресу: г. Минск, ул. Коллекторная д.20»			
Изм.	Кол.уч	Лист	N док.	Подпись	Дата		Стадия	Лист	Листов
							С	3	
Разраб.	Феклистова				04.2026	Текстовые указания.	ООО "Бюро комплексного проектирования"		
Провер.	Феклистова				04.2026				
Утвердил	Крушанов				04.2026				
N. контр.	Крушанов				04.2026				

Инд. и подл. Инв. и дата Взам. инв. и подл.

1	Наименование, адрес и телефон заказчика	
2	Назначение здания в котором устанавливается лифт и его почтовый адрес	Общежитие, г.Минск, ул. Коллекторная, 20
3	Назначение лифта	пассажирский ОАО "Могилевлифтмаш" марка ЛП-0401К, противовес сзади
4	Грузоподъемность лифта, кг скорость, м/сек	400 / 1,0
5	Высота подъема кабины, м (высота от нижней до верхней остановок)	220800
6	Размеры кабины (ширина x глубина x высота), мм	950x1100x2130
7	Требуется ли выход из кабины в две противоположные стороны	нет
8	Количество дверей шахты	9
9	Число остановок кабины	9
10	Отметки основных посадочных этажей	0,000; +2,850; +5,700; +8,550; +11,400; +14,250; +17,100; +19,950; +22,800
11	Напряжение сети питающей лифт (220 В или 380 В)	380 В
12	Этаж с которого предусмотрено управление лифтом (при наружном кнопочном управлении)	1,2,3,4,5,6,7,8,9
13	Управление пассажирским лифтом (одиночное, парное, групповое)	парное
14	Место расположения шахты лифта (вне здания, внутри здания, в лестничной клетке)	внутри здания
15	Конструкция шахты лифта	кирпич, металлический пояс
16	Толщина передней стенки	с учетом отделки 650 (1 ост) 630 (2,6...8 ост) 640 (3...5 ост), 610 (9 ост)
17	Размер дверного проема	780x2050 (дверь 650x2000)
18	Тип дверей	раздвижные
19	Двери шахты лифта	1 ост - с ненормируемым пределом огнестойкости; 2-9 ост - противопожарные, не менее EI30
20	Обрамление	предусматривается, конструкция изготовления ОАО "Могилевлифтмаш"
21	Расположение машинного помещения	верхнее
22	Наличие проходов под приямком	нет
23	Обозначение на плане	лифт Л1, Л2
24	Число заказываемых лифтов с одинаковыми характеристиками	2
25	Особые требования	С регулятором главного привода и регулятором привода дверей с установкой камеры видеонаблюдения в кабине (потолочный вариант) Без замены направляющих кабины, но с крепежом С заменой направляющих противовеса и с крепежом Табло в кабине с голосом. Максимальная длина направляющих при замене - 3,5м Кнопка вызова вне оформления (на стене). Табло индикации на стене

1. Оборудование завода ОАО "Могилевлифтмаш" принято за аналог.
2. При закупке оборудования с техническими характеристиками и параметрами, отличающимися от приведенных в спецификациях оборудования, в разработанную проектную документацию вносятся изменения по поручению заказчика на договорной основе.


Таблица расчетных нагрузок на строительную часть от лифтовой установки

Обозначение нагрузки	Величина нагрузки, Н	Схема действия сил	Примечания
P_1^1	3250	На опоры привода	Постоянные нагрузки
P_1^2	7400		
P_1^3	7100		
P_1^4	11050		
P_1^1	10000		
P_1^2	17050		
P_1^3	14800		
P_1^4	22400		
P_2	1000		
P_3	500	На детали крепления направляющих кабины	Кратковременные нагрузки при посадке кабины на ловители
P_4	2000		
P_2^n	400		
P_3^n	200		
P_4^n	100		
P_5	20000	На пята направляющих на площадь 100x140	Нагрузки действующие одновременно и аварийно
P_6	2100	На бугер кабины на площадь 200x200	
P_7	31000	На бугер противовеса на площадь 140x140	
P_8	850	На детали крепления дверей шахты в плоскости стены	Постоянные нагрузки
P_9	4000	Нагрузка от настилов для монтажа лифта	Нагрузки при монтаже
P_{10} Расчетная временная нагрузка на перекрытие под машинным помещением и крышку люка - 500кг/м ²			
* Максимальные нагрузки возникающие одновременно при различных аварийных режимах работы лифта			


3. При пусконаладочных работах учесть следующие требования (в соответствии с СН 3.02.12-2020):
- время останова кабины должно составлять не менее 3 секунд;
 - перепад дверных порогов лифта и пола этажа должен составлять не более 20 мм.

13/04/26-1Пр-АС					
«Модернизация здания общежития по адресу: г. Минск, ул. Коллекторная д.20»					
1	2	изм	38-26	17.2026	
Изм.	Кол-во	Лист	№ док	Подпись	Дата
Разраб.	Феклистова				04.2026
Провер.	Феклистова				04.2026
Утвердил	Крушанов				04.2026
Н. контр.	Крушанов				04.2026
Данные для заказа лифтов. Таблица расчетных нагрузок на строительную часть от лифтовой установки.				Стадия	Лист
				С	4
				Листов	
				ООО "Бюро комплексного проектирования"	

План шахты

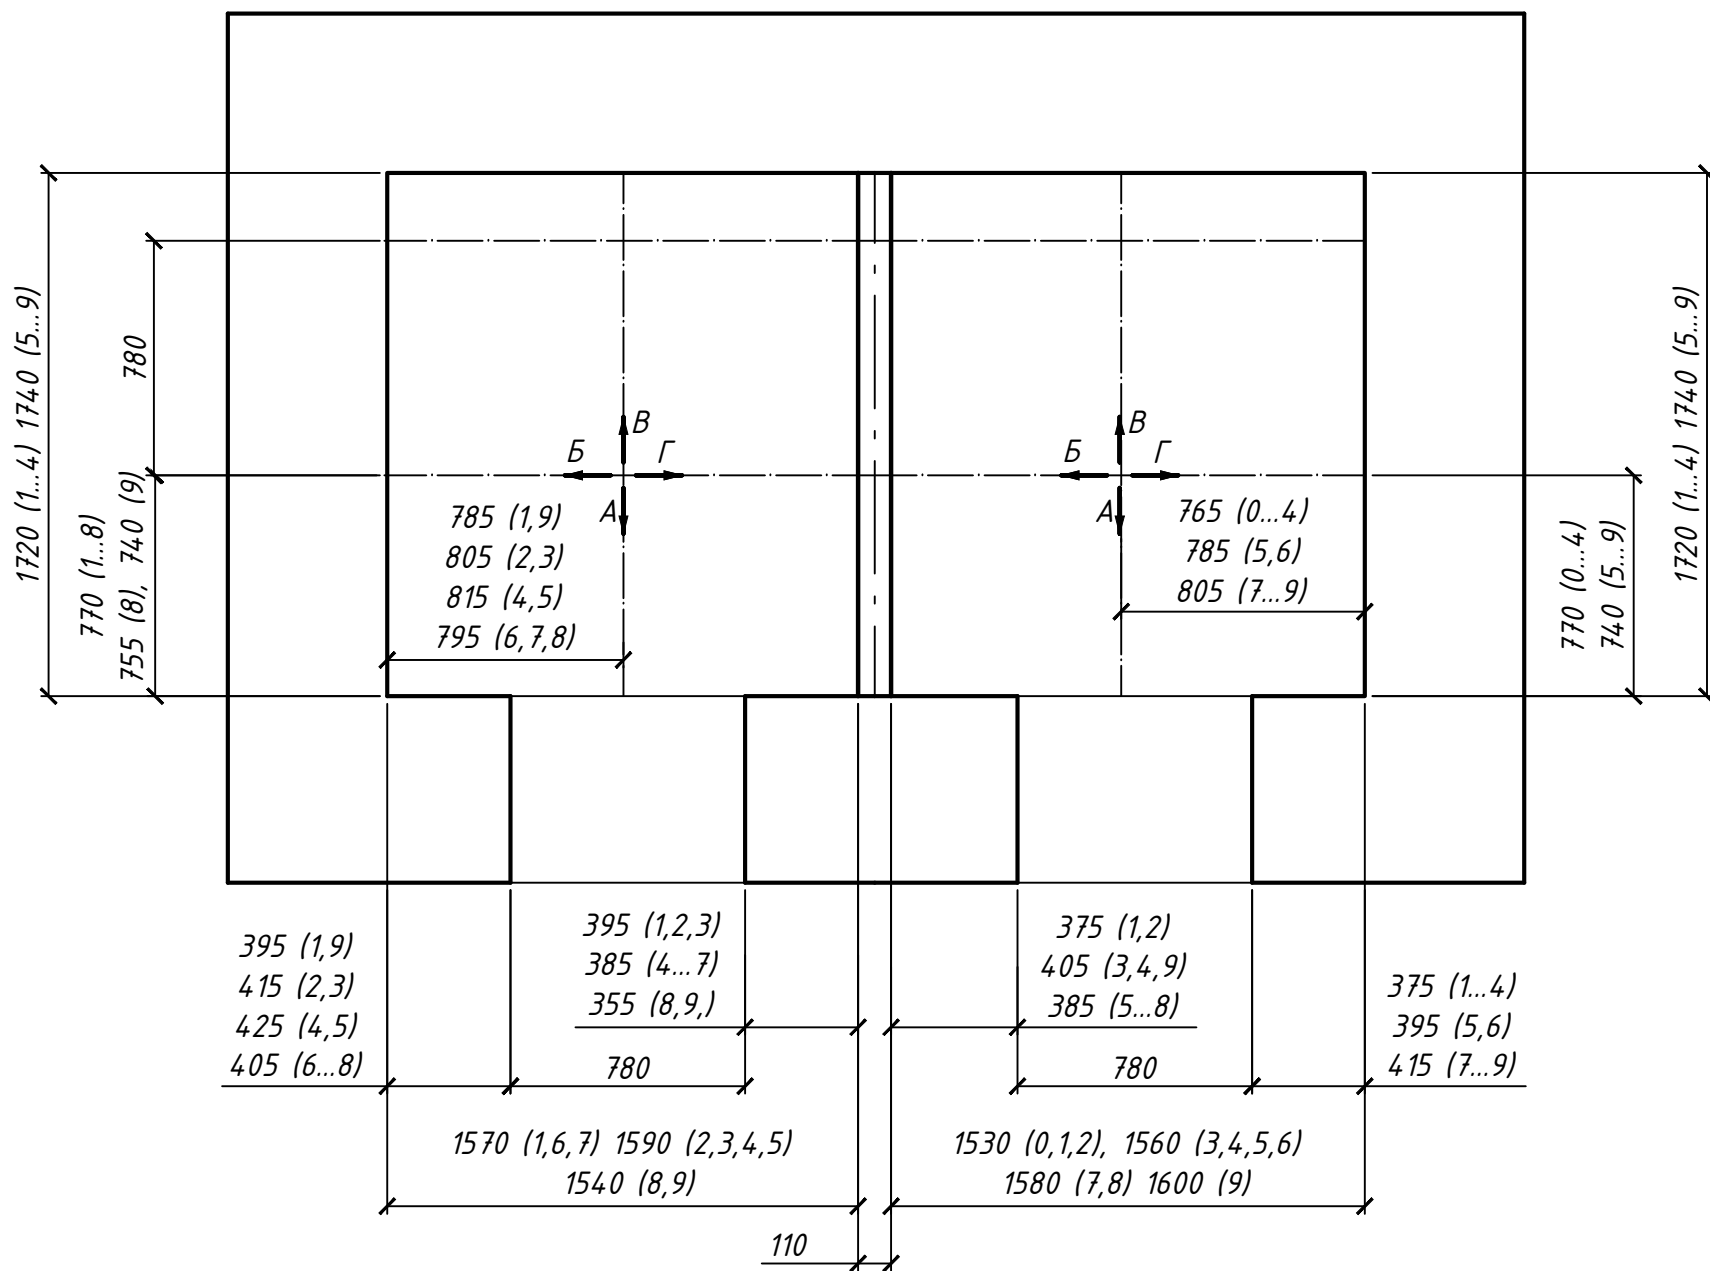

План прямка лифта Л2

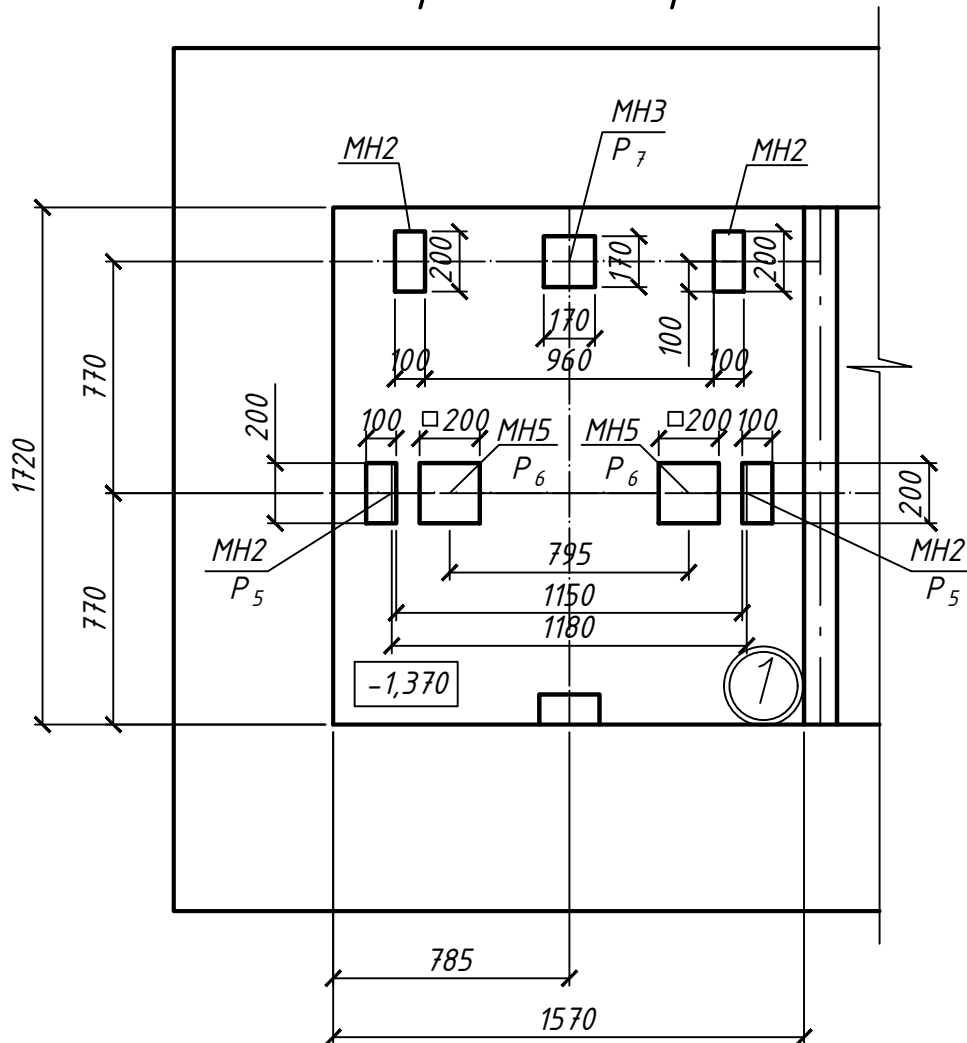

1. Текстовые указания см. л. 3.
2. Лифтовые этажные площадки и перекрытия условно не показаны.
3. Отметка пола прямка указана до плиты.

* выполнить перенос дверных проемов до проектных решений.
Объем работ см.п.5,6 л.12

Изм.	Кол.уч	Лист	N док	Подпись	Дата
Разраб.	Феклистова				04.2026
Провер.	Феклистова				04.2026
Утвердил	Крушанов				04.2026
Н. контр.	Крушанов				04.2026

13/04/26-1ПР-АС

«Модернизация здания общежития по адресу:
г. Минск, ул. Коллекторная д.20»

Стадия	Лист	Листов
С	6	

Планы шахт.
План прямка лифта Л2

ООО "Бюро комплексного проектирования"

План прямка



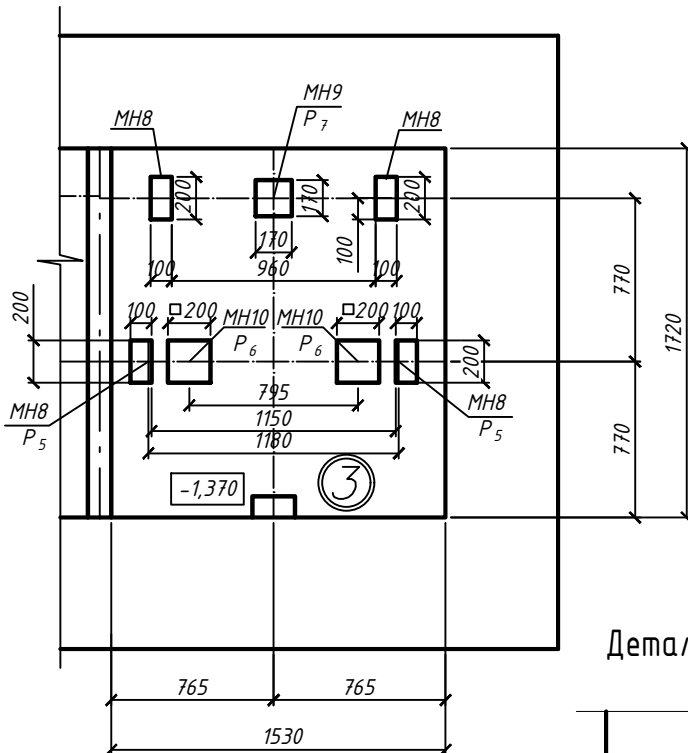


Схема армирования, сетка С1

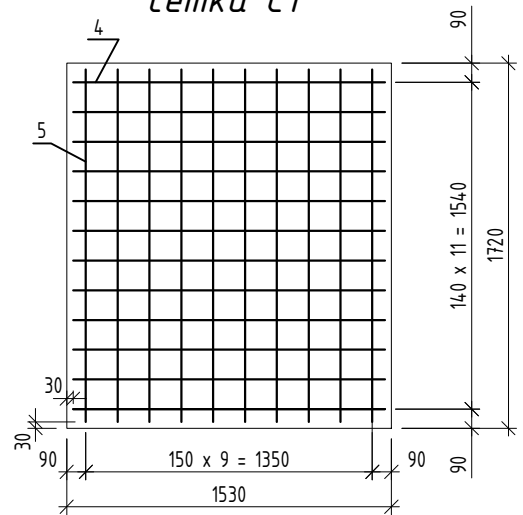

Деталь устройства плиты пола прямка лифта

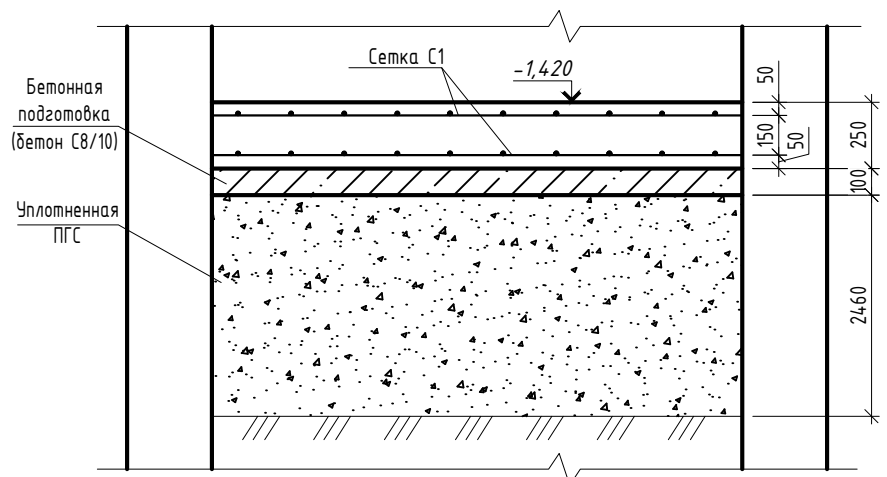

- Демонтаж сущ. стяжки прямков и тумб не выполнять.
- Существующий дверной проем в подвале заложить. Закладку проема выполнить кирпичом керамическим полнотелым КРО/175/35 СТБ1160-99 ($V=1,03\text{м}^3$) на цементно-песчаном растворе М50. Новую кладку соединить с существующей коротышами $\phi 12$ S500 СТБ 1704-2012, $L=300$ с шагом 400мм (по 2 коротыша в ряд; всего 24 шт). Предварительно отделочный слой на торцах проемов зачистить $1,23\text{м}^2$. Наружные поверхности проема оштукатурить - $2,3\text{м}^2$. Выполнить окраску вододисперсионной краской в цвет существующей отделки этажа.
- Выполнить засыпку подвального этажа песчано-гравийной смесью с послойным трамбованием (коэффициент трамбовки не менее 0,95).
- В соответствии со строительным заданием завода-изготовителя предусмотрено устройство новой плиты прямка на глубине 1370мм (до плиты).
- Производство бетонных работ вести согласно требований СН 1.03.01-2019.
- Восстановление пола прямка до отметки чистого пола выполнять по детали 1 (устройство стяжки предусмотрено в спецификации на л.24)
- Закладные детали МН8...МН10 установить при детонировании плиты прямка.

Спецификация на устройство плиты дна прямка

Поз.	Обозначение	Наименование	Кол.	Масса ед., кг.	Примечание
С1		Сетка С1	2	79,06	
4	СТБ 1704-2012	Арматура $\phi 12$ S500 $L=2730$ мм	14	2,43	
5		Арматура $\phi 12$ S500 $L=2670$ мм	14	2,37	
		Материалы			
		Бетон С25/30	0,7		м3
		Бетон С8/10	0,26		м3
		Песчано-гравийная смесь	6,5		м3

Взам. инв. N

Подпись и дата

Инв. N подл.

1	1	зам	38-26	07.2026
Изм.	Кол.ч	Лист	N док	Подпись Дата
Разраб.	Феклистова			04.2026
Провер.	Феклистова			04.2026
Утвердил	Крушанов			04.2026
Н. контр.	Крушанов			04.2026

13/04/26-1Пр-АС

«Модернизация здания общежития по адресу:
г. Минск, ул. Коллекторная д.20»

Стадия	Лист	Листов
С	7	

Устройство прямка лифта Л1




ООО "Бюро комплексного проектирования"

Инв. N подл.

Подпись и дата

Взам. инв. N


1. Текстовые указания см. л. 1.
2. Существующие закладные детали условно не показаны.

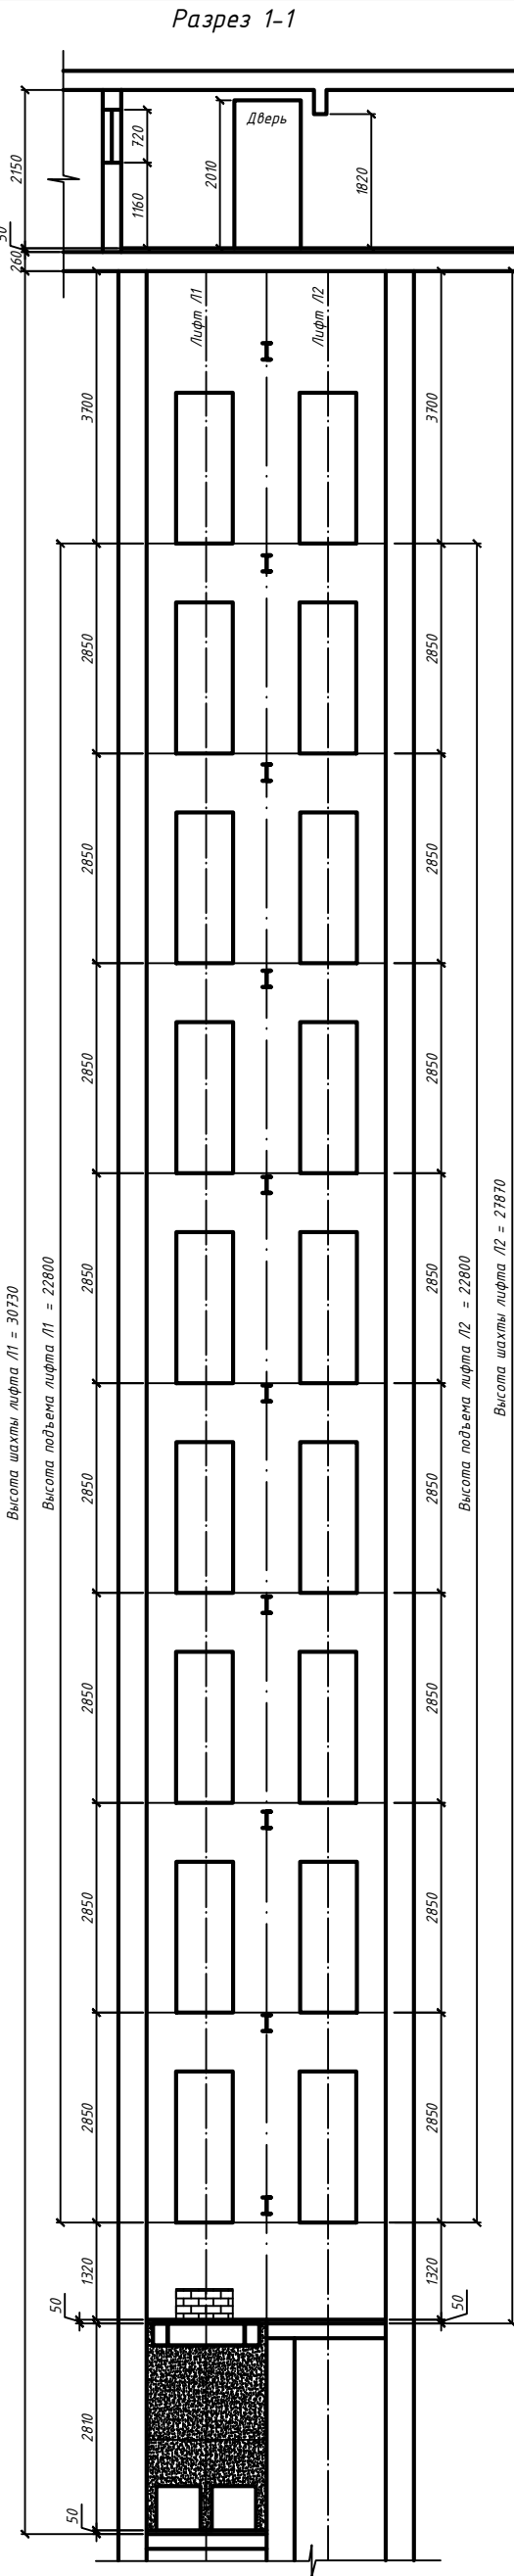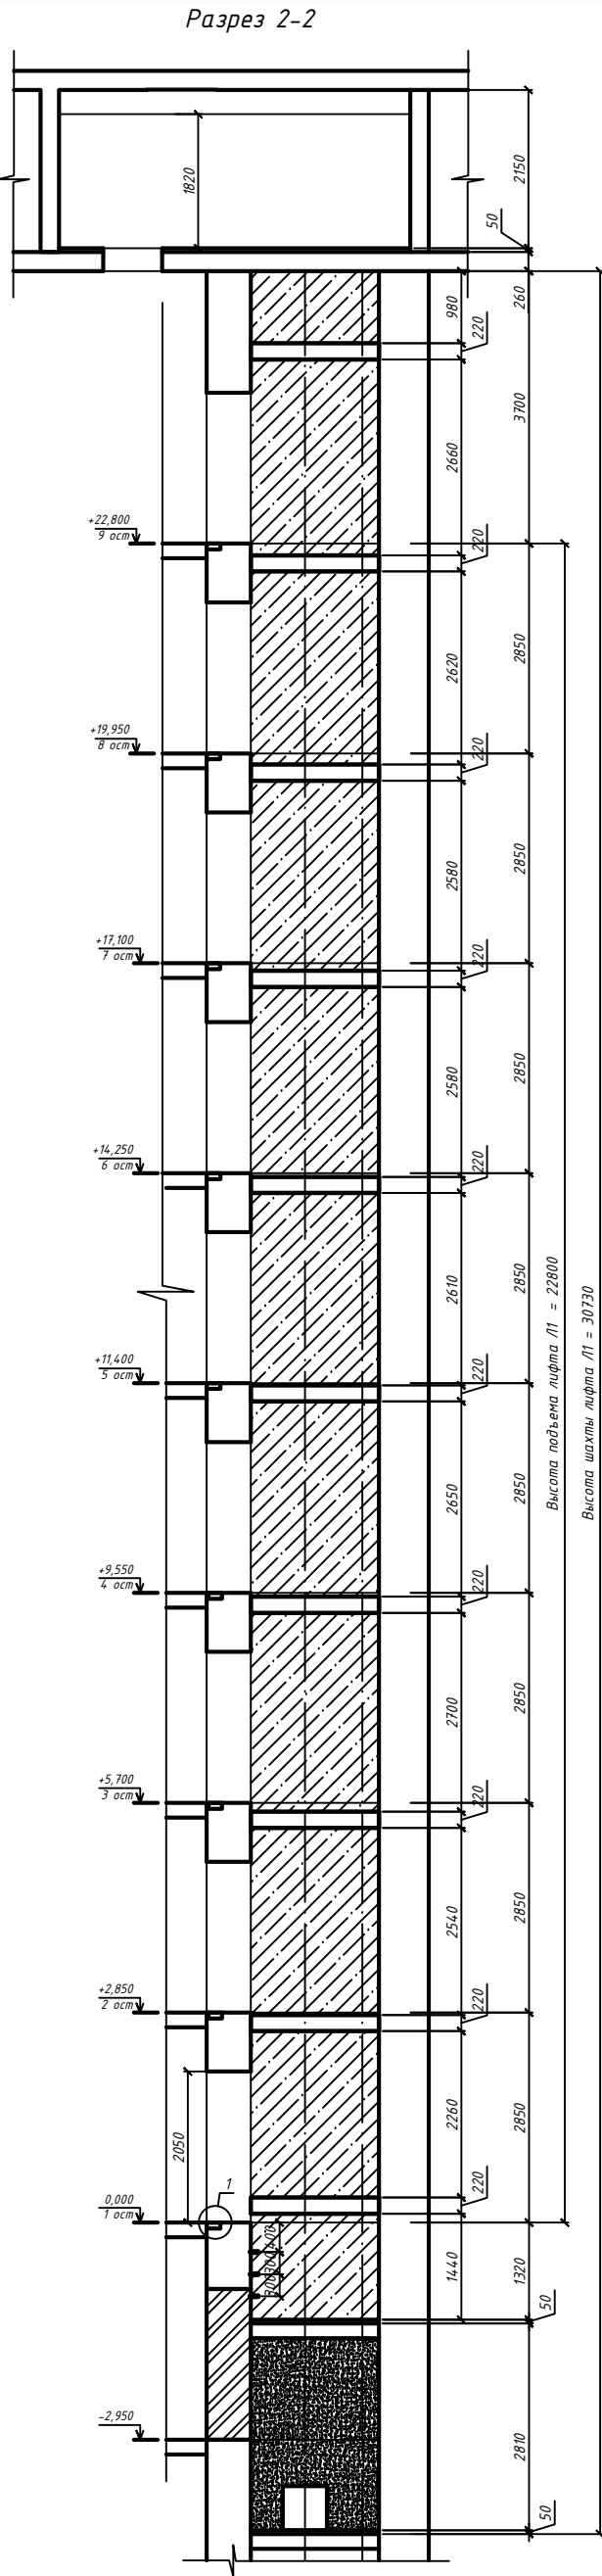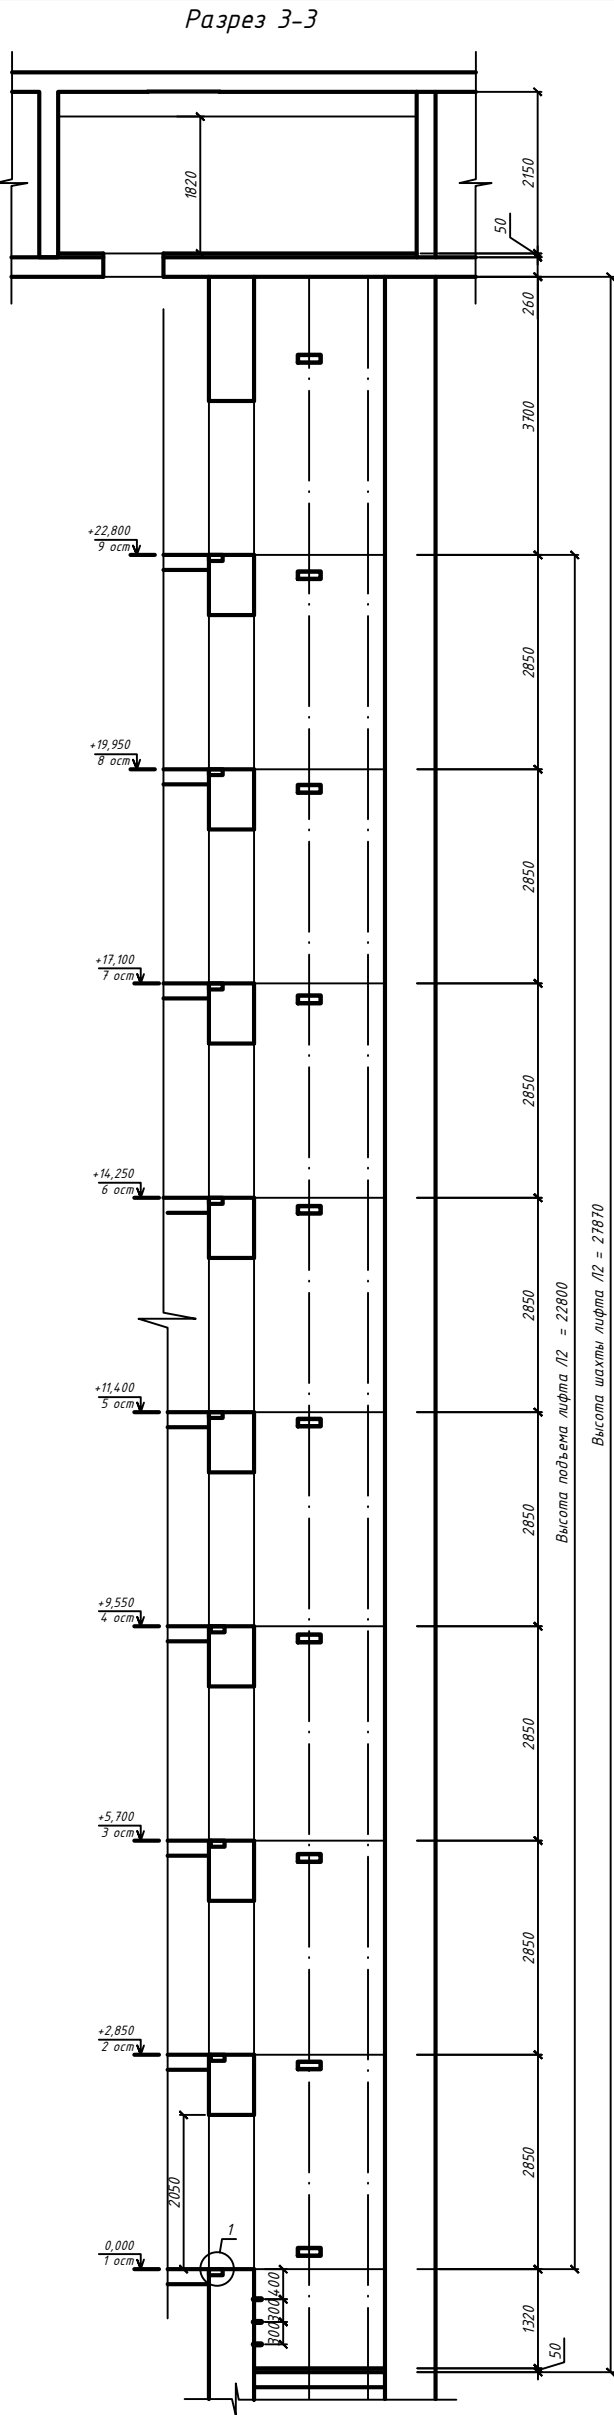


Изм.	Кол.уч	Лист	N док.	Подпись	Дата
Разраб.	Феклистова				04.2026
Провер.	Феклистова				04.2026
Утвердил	Крушанов				04.2026
N. контр.	Крушанов				04.2026

13/04/26-1Пр-АС		
«Модернизация здания общежития по адресу: г. Минск, ул. Коллекторная д.20»		
Стадия	Лист	Листов
С	8	
Разрезы 1-1, 2-2, 3-3		ООО «Бюро комплексного проектирования»

Развертка стен шахты лифта Л1
Вид А Вид Б Вид В Вид Г

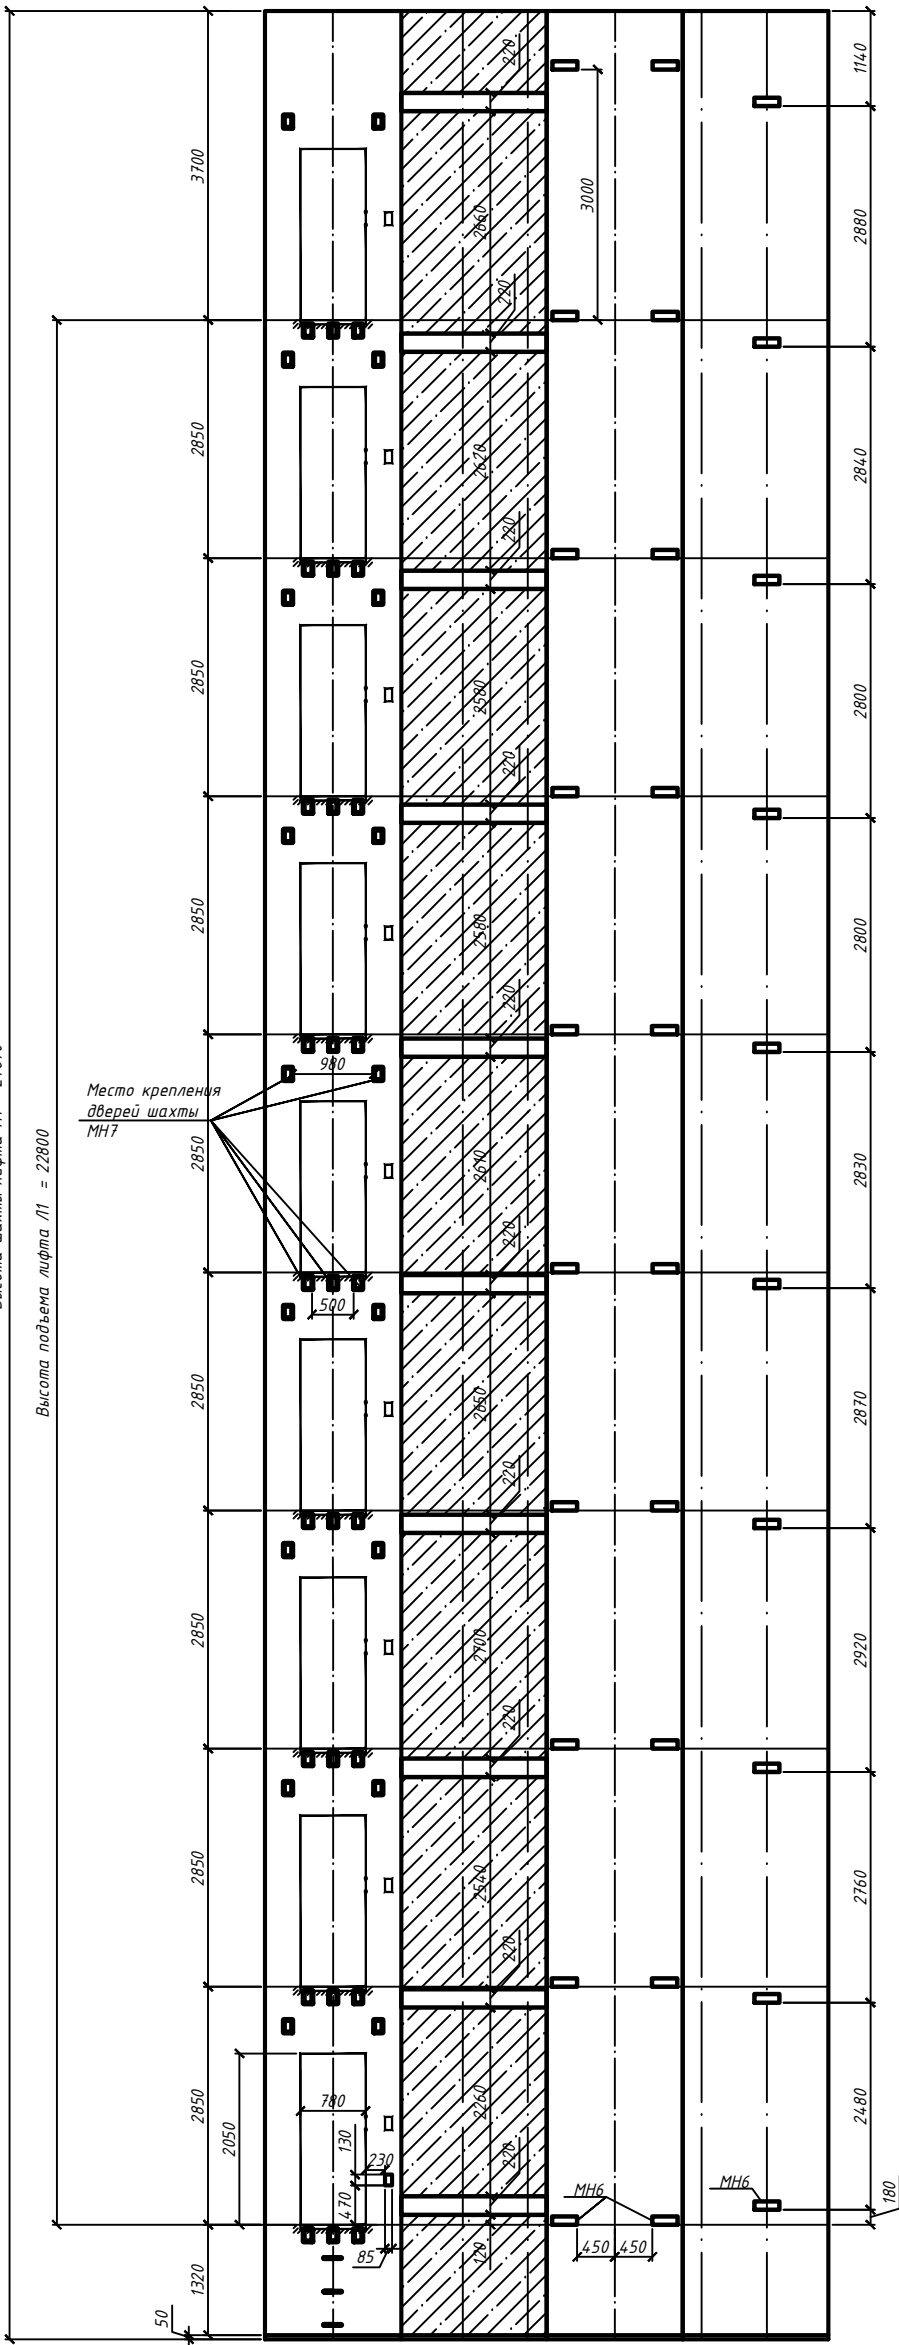

Развертка стен шахты лифта Л2
Вид А Вид Б Вид В Вид Г

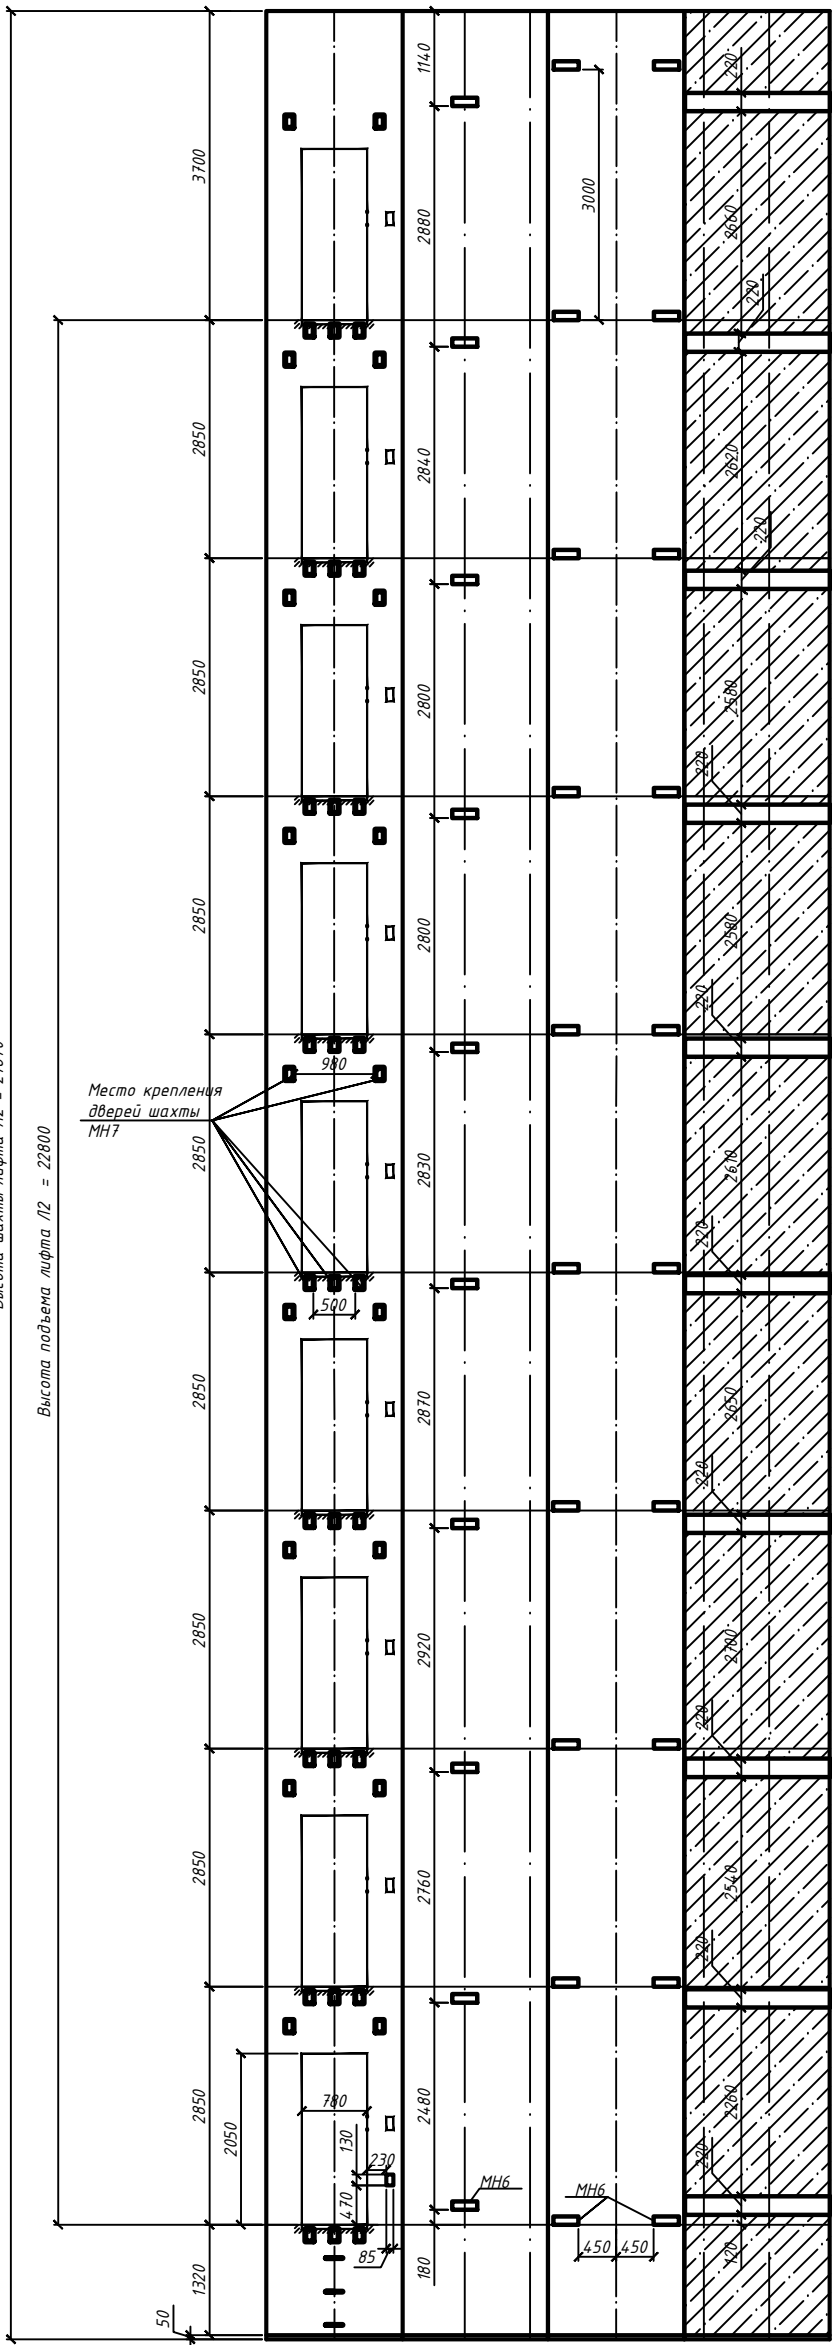

- Общие данные см. л.1. Текстовые указания см. л.2.
- Кронштейны крепления дверей шахты крепить к кирпичной стене при помощи хим. анкеров поз.2.
- Кронштейны крепления направляющих противовеса крепить к кирпичной стене при помощи хим. анкеров поз.2.
- Кронштейны крепления направляющих кабины крепить к кирпичной стене при помощи хим. анкеров поз.2 и крепить сваркой к стенке поясов из двутавра №22.

Изм.	Кол.уч	Лист	N док	Подпись	Дата
Разраб.	Феклистова				04.2026
Провер.	Феклистова				04.2026
Утвердил	Крушанов				04.2026
Н. контр.	Крушанов				04.2026

13/04/26-1Пр-АС

«Модернизация здания общежития по адресу:
г. Минск, ул. Коллекторная д.20»



Стадия	Лист	Листов
С	9	

Развертка стен шахт
лифтов Л1,Л2

ООО "Бюро комплексного
проектирования"

1



Узел устройства бортика
вокруг отверстия

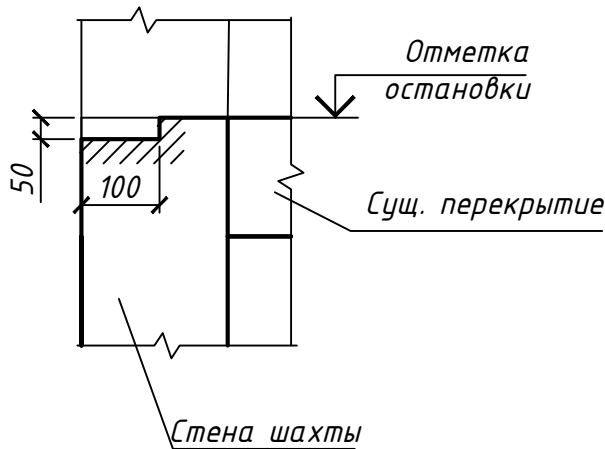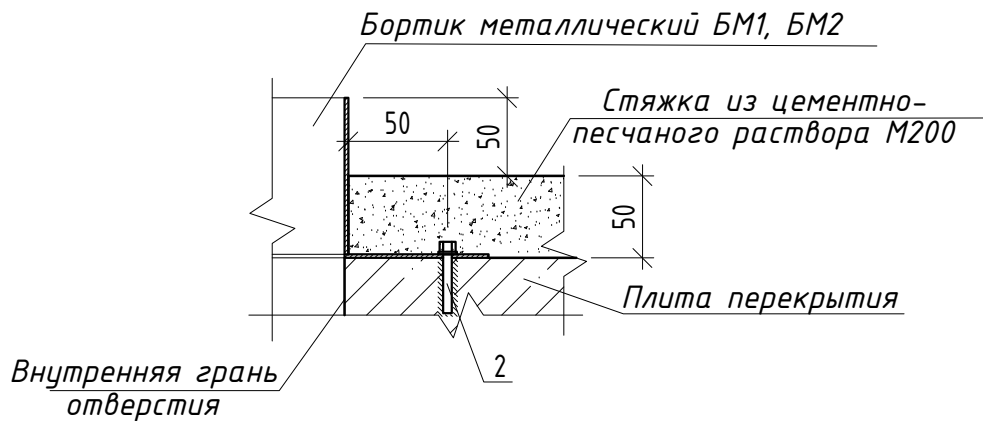



3

2

направляющие показаны условно

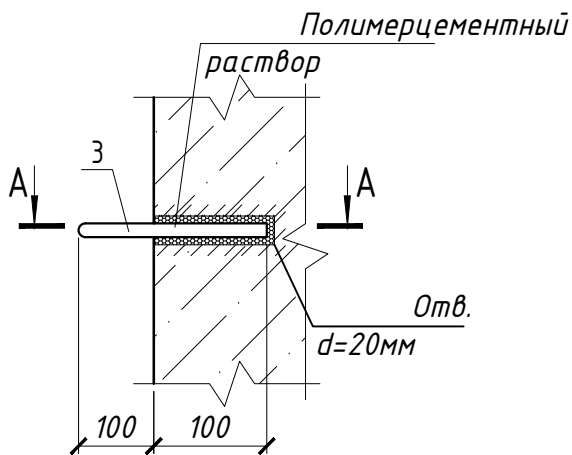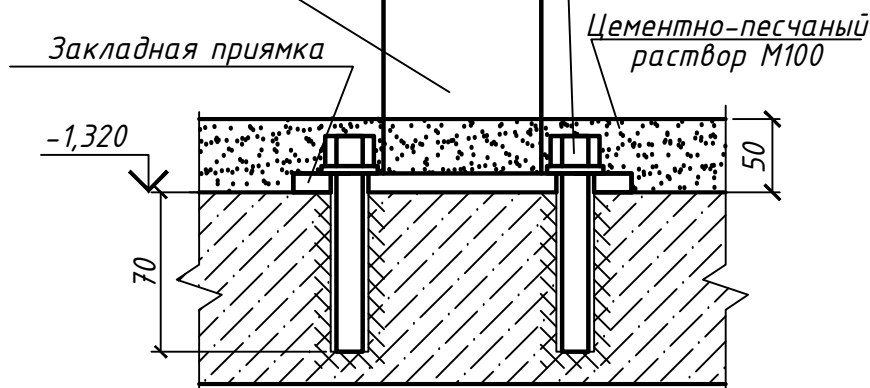



Узел крепления люка в
машинном помещении

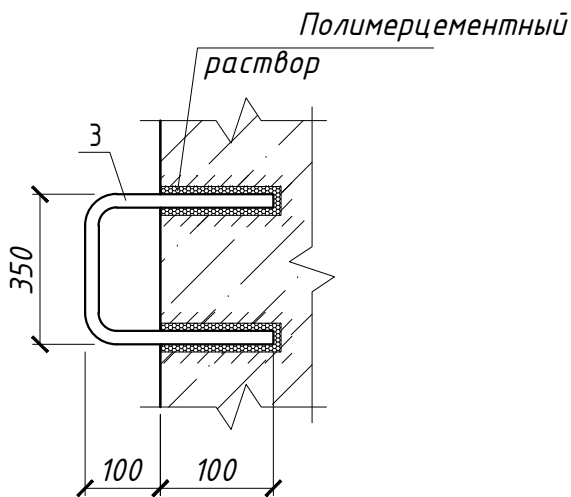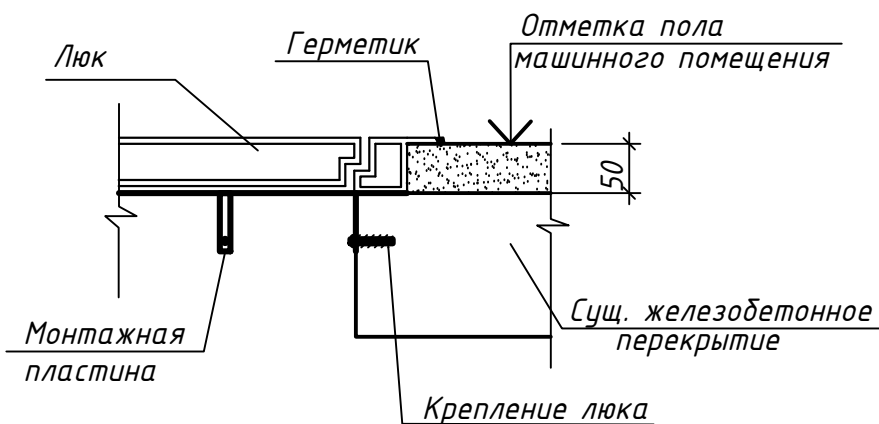


1. Текстовые указания см. л. 3.
2. Лифтовые этажные площадки и перекрытия условно не показаны.
3. Все неоговоренные катеты швов $k_f=4$ мм.
4. Материал конструкции - сталь С245.
5. Монтажный зазор между коробкой люка и проемом по периметру заполнить цементно-песчаным раствором М100 (0,01м³) .

						13/04/26-1Пр-АС		
						«Модернизация здания общежития по адресу: г. Минск, ул. Коллекторная д.20»		
Изм.	Кол.уч	Лист	N док	Подпись	Дата			
							Стадия	Лист
							С	10
Разраб.	Феклистова				04.2026	Узлы 1-3. Узел устройства бортика вокруг отверстия. Узел крепления люка в машинном помещении.		
Провер.	Феклистова				04.2026			
Утвердил	Крушанов				04.2026			
Н. контр.	Крушанов				04.2026			
						ООО "Бюро комплексного проектирования"		


План машинного помещения

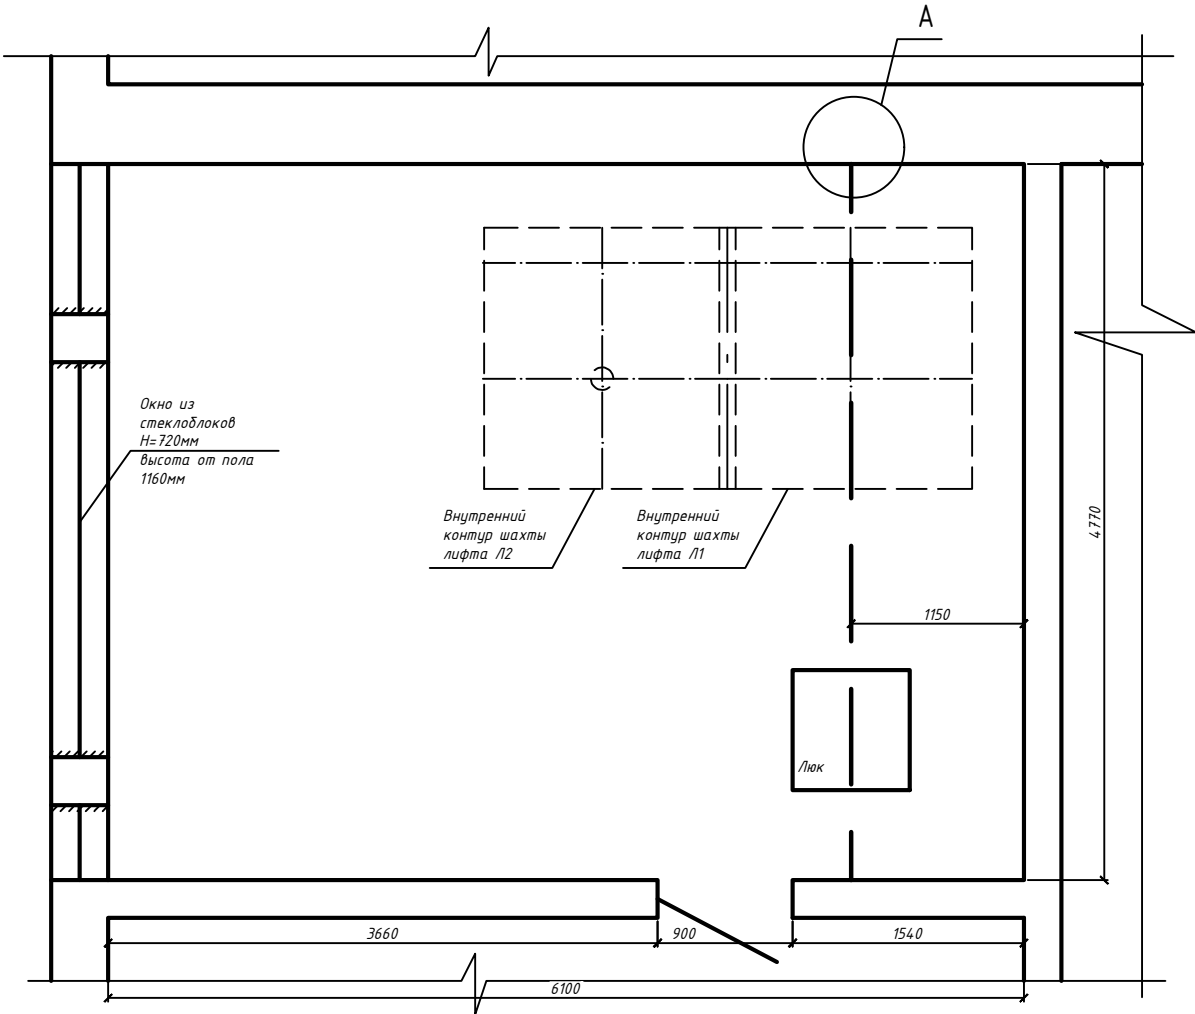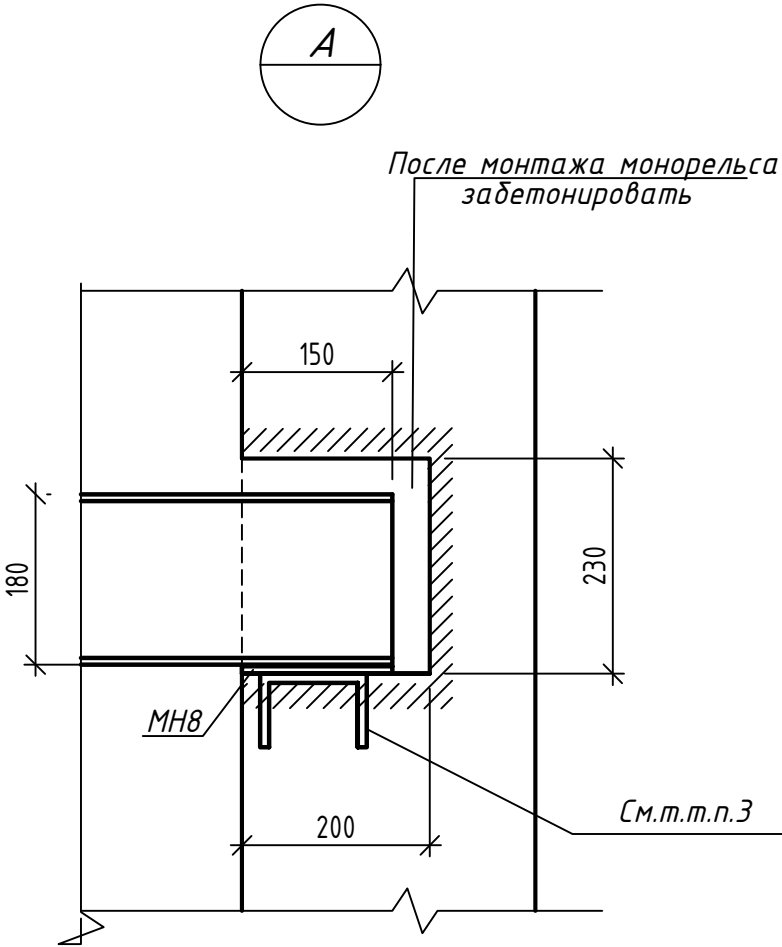

Соединение частей монорельса

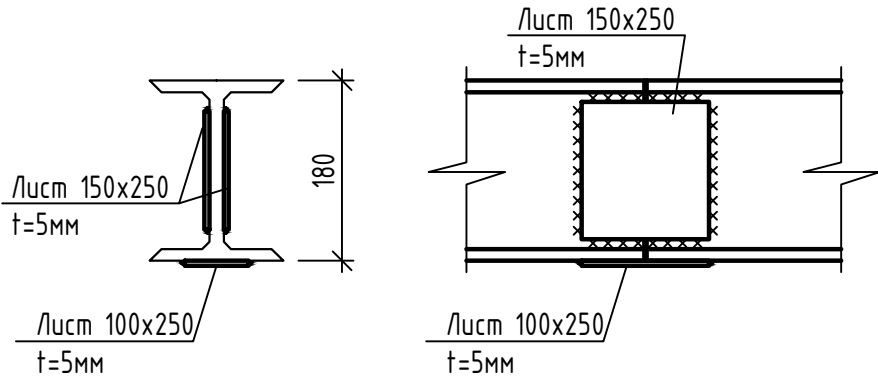

- Общие данные см. л. 1. Текстовые указания см.л. 2.
- В стене машинного помещения выполнить 2 ниши 200x200x230мм.
- Для установки закладных деталей МН8 (серия 1.400-15.8.1 изделие закладное МН125-3; 7,50кг/шт; 2 шт) высверлить отв. $\phi 14$ l=160мм. Перед установкой закладных деталей МН8 отверстие заполнить свежим цементно-песчаным раствором М200. Установку детали МН8 выполнить до застывания раствора.
- Для выполнения демонтажно-монтажных работ выполнить установку монорельса (двутавр 18 l=5070мм; 93,3кг) Верх монорельса после монтажа должен находиться на высоте 20мм ниже уровня потолка машинного помещения.
- После окончания установки монорельса ниши забетонировать 0,1м³.
- При необходимости выполнить поставку балки монорельса из двух частей. Части соединить (см. узел соединения частей монорельса) между собой накладками (общий вес накладок на 1 узел соединения - 39,25кг) и сваркой.

 						13/04/26-1Пр-АС			
						«Модернизация здания общежития по адресу: г. Минск, ул. Коллекторная д.20»			
Изм.	Кол.уч	Лист	N док	Подпись	Дата		Стадия	Лист	Листов
							С	11	
Разраб.	Феклистова				04.2026	Ведомость отделки. Экспликация полов	ООО "Бюро комплексного проектирования"		
Провер.	Феклистова				04.2026				
Утвердил	Крушанов				04.2026				
Н. контр.	Крушанов				04.2026				

Спецификация (начало)

Марка Поз.	Обозначение	Наименование	Количество		Масса ед., кг	Примеч.
			л1	л2		
Изделия						
МН1	13/04/26-1Пр-АС.И-МН1 ...МН6	Изделие закладное МН 1	1	1	2,01	машинное
МН2		Изделие закладное МН 2	4	—2—	1,26	прямом
МН3		Изделие закладное МН 3	1	—1—	1,81	прямом
МН4		Изделие закладное МН 4	0	—2—	4,77	прямом
МН5		Изделие закладное МН 5	2	0	2,51	прямом
МН6		Изделие закладное МН 6	30	30	2,2	шахта
МН7		Изделие закладное МН 7	45	45	1,88	шахта
БМ1	04/04/25-3Пр-АС.И-БМ1, БМ2	Бортик металлический БМ1	2	2	3,16	
БМ2		Бортик металлический БМ2	1	1	3,90	
Л1	СТБ 2433-2015 + т.п.п.12 л.3	Люк С Г 8,0-7,8	1		38	
Д1	СТБ 2433-2015 + т.п.п.12 л.3	ДВЗ С Г 20,1-9,0	1		72	
МН8	13/04/26-1Пр-АС.И-МН8 ...МН10	Изделие закладное МН 8	0	4	1,98	прямом
МН9		Изделие закладное МН 9	0	1	2,53	прямом
МН10		Изделие закладное МН 10	0	2	3,23	прямом
Детали						

1.1/

1.2/

1		Анкерный болт с гайкой М12х100	14	0	0,1062	прямом
			4	4		машинное (МН1)
			6	6		машинное (БМ1,БМ2)
2	Химический анкер	Шпилька резьбовая оцинкованная М12*150	15		0,134	машинное (люк и дверь)
			150	150		
		Гильза сетчатая М15*135	150	150	0,096	
		Гайка М12	150	150		
		Шайба М12	150	150		
3	СТБ 1704-2012	Химический крепеж	7	7	1,5	литр
		18 S240 L=750	3	3		скоба

Ведомость объемов работ (прямом)						
	Демонтаж стяжки (50мм)	Цементно-песчаный раствор М200	0	2,7		м2
	Демонтаж ж/б тумб в прямом		0,43	0		м3
	Демонтаж стальной стремянки		1	1	7	
	Установка скоб	Полимерцементный раствор СТБ 1307-2002 - 0,02 м3	3	3		
	Устройство антикоррозионного покрытия по п.16 л.3		0,02	0,02		м2 (закладные, скобы)

Ведомость объемов работ (шахта)						
	Устройство штрабы 50х100 мм в порогах шахты		7,02	7,01		м.п.
	Ремонт порогов и дверных проемов	Цементно-песчаный раствор М200	0,04	0,04		м3
	Заделка зазоров между дверями шахты и дверным проемом	Минераловатные плиты БЕЛТЭП ФЛОР 190 ПТМ СТБ1995-2009-Т5-ДС(23,90)-С(10)70-тг 15-PL(5)-700-WS1	2,88	2,88		м3 (п.22 л.3)
	Оштукатуривание минеральной ваты	Цементно-песчаный раствор М50	2,85	2,85		м2 (п.22 л.3)
	Демонтаж зашивки между шахтами		42,87			м2 (сетка рабца)
	Устройство зашивки между шахтами из стального листа	толщина 3мм	1,71			м2 (фанера)
			44,58			м2 (общий расход)

1.3/

Ведомость объемов работ (машинное помещение)						
	Расширение отверстий в перекрытии до 30 мм		1,0	1,0		м.п. (см.п.10 л.3)
	Устройство отверстия 60х60 в перекрытии шахты		1	1		м.п. (см.п.10 л.3)
	Устройство отверстия 60х120 в перекрытии шахты		2	2		м.п. (см.п.10 л.3)
	Заделка неиспользуемых отверстий в перекрытии	Цементно-песчаный раствор М200	0,1	0,1		
	Демонтаж двери (деревянная, обшита стальным листом)		1		40	
	Демонтаж люка (стальной лист)		1		30	
	Демонтаж существующей стяжки (50мм)		3	3		
	Устройство бортиков вокруг отверстий	Бортики металлические БМ1, БМ2	3	3		
	Устройство антикоррозионного покрытия по п.16 л.3		0,06	0,06		м2 (закладная МН1)
			1,3	1,3		м2 (бортики БМ1, БМ2)

Инв. N подл. Взам. инв. N Подпись и дата

- Общие данные см. л.1. Общие указания см. л.3.
- При заказе двери и люка в машинное помещение в обязательном порядке учесть т.п.п.12 л.3

1	3	изм	38-26	04.2026
Изм.	Кол.	Лист	N док	Подпись Дата
Разраб.	Феклистова			04.2026
Провер.	Феклистова			04.2026
Утвердил	Крушанов			04.2026
Н. контр.	Крушанов			04.2026

13/04/26-1Пр-АС

«Модернизация здания общежития по адресу: г. Минск, ул. Коллекторная д.20»

Стадия	Лист	Листов
С	12	
ООО "Бюро комплексного проектирования"		

Спецификация

Ведомость отделки
***(площади указаны на 1 лифт)**

Наименование помещения	Место	Вид отделки	Площадь, м ²	Примеч.
машинное помещение	потолок	Окраска водно-дисперсионной краской ВД-АК-2038 ТУ РБ 06075370.003-98	38,55	простая окраска
	стены	Окраска водно-дисперсионной краской ВД-АК-2038 ТУ РБ 06075370.003-98	46,74	простая окраска по старой краске
передняя стенка шахты лифта (сущ. отделку уточнить по месту на момент замены лифтового оборудования)		Окраска масляной краской (в цвет сущ. отделки)	42,0	2...8 этажи (простая окраска)
		плитка керамическая "кабанчик"	4	1 этаж
		Окраска масляной краской / водно-дисперсионной краской ВД-АК-2038 ТУ РБ 06075370.003-98 (в цвет сущ. отделки)	1,73 / 2,27	9 этаж (простая окраска)

Экспликация пола машинного помещения и пола прямка лифта *(площади указаны на 1 лифт)

Номер помещения	Тип пола	Данные элементов пола (наименование, толщина, основание и др.), мм	Площадь, м ²
Прямка лифта /Л2	①	1. Стяжка-цементно-песчаный раствор марки М200 -50мм 2. Монолитная ж/б плита.	2,7
Машинное помещение	②	1. Противоскользящее покрытие С11 - см.т.п.п.2 2. Стяжка- цементно-песчаный раствор М200 - 50 мм (11м2 новой) 3. Ж/б плита (сущ).	28,48
Прямка лифта /Л1	③	1. Стяжка-цементно-песчаный раствор марки М200 -50мм 2. Монолитная ж/б плита (см.л.7).	2,63

1.3

- Текстовые указания см.л.3.
- Для достижения степени противоскольжения С11 пол машинного помещения окрасить негорючей полиуретановой эмалью ПРОФБЕТОН 50. Для достижения степени противоскольжения пол сразу после нанесения краски посыпается кварцевым песком. Устройство антискользящего покрытия в машинном помещении производить в следующем порядке:
 - Основание обеспылить промышленным пылесосом.
 - Нанести на основание грунтую Полигрунт 1/50 в два слоя. Второй слой грунта наносить через 8 часов после первого. Расход грунта на один слой - 0,3 л/м².
 - Окрасить пол эмалью ПРОФБЕТОН 50. Сразу после окраски пол посыпать окатанным кварцевым песком фракции 0,3-0,8 мм. Расход эмали - 0,2 кг/м², расход песка - 0,2 кг/м². Окраску пола производить через 8-12 часов после нанесения финишного грунтовочного слоя.
 - При выполнении работ влажность основания не должна превышать 4%, температура основания и воздуха должна быть от 5 °С до 30 °С. Влажность воздуха должна быть не более 80 %.
 - Технология приготовления компонентов, выполнения работ, а также сроки приложенная эксплуатационных нагрузок должны соответствовать инструкции изготовителя.
 - При согласовании с проектной организацией, допускается замена системы устройства пола, но с сохранением степени противоскольжения и без увеличения сметной стоимости работ.
- В машинном помещении выполнить демонтаж двух стеклоблоков. На продухи установить вентиляционные решетки РА2/1-Б2 размер 240*40 - 2 шт.
- Существующие отверстия для вызывного поста (60*120мм) в подвале (лифт /Л1) заделать цементно-песчаным раствором М100 (0,005м³). Существующие отверстия для вызывных постов (60*120мм) на этажах расширить до размеров 85х155мм (0,05м³ на 1 лифт).
- Выполнить расширение дверных проемов [до ширины 780мм] шахт лифтов для установки дверей шахты : лифт /Л1 справа - на 25мм (1-4 ост), на 5 мм (5,6 ост); лифт /Л1 слева - на 5мм (5,6 ост), на 25мм (7..9 ост); лифт /Л2 справа - на 5 мм (1 ост), на 25мм (2,3 ост), на 35 мм (4,5 ост), на 15мм (6...9 ост). Общий объем расширения - 0,51м³.
- Выполнить сужение дверных проемов [до ширины 780мм] шахт лифтов для установки дверей шахты: лифт /Л1 справа - на 15мм (7...9 ост); лифт /Л1 слева - на 15мм (2,3 ост), на 25мм (4,5 ост), на 5мм (6.8 ост). Общий объем сужения - 0,19м³ (цементно-песчаный раствор М200).
- По периметру машинного помещения на высоте 500 мм от черного пола предусмотреть закладные детали (лист 70*70*5 ГОСТ 19903-2015; 0,19кг/шт; крепление выполнить анкерным болтом с гайкой М12*70 - по 1 шт на деталь) с шагом от 1000 до 1500 мм для крепления контура заземления - 24места.
- Не допускается применять облицовочные и отделочные материалы с более высокой пожарной опасностью, чем: Г1, В1, Д2, Т2 - для отделки стен, потолков лифтовых холлов; В2, РП2, Д2, Т2 - для покрытий пола в лифтовых холлах.
- Для соблюдения требования СН 3.02.12-2020 "Среда обитания для физически ослабленных лиц" на полу под каждой кнопкой вызова на всех этажах укладывается плитка тактильная ПВХ (шахматный конус), размер участка 500х500 мм - всего 18 шт (грунт для ПВХ-плитки -0,18кг; клей для ПВХ-плитки - 7,2кг). Также в лифтовых холлах на каждом этаже установить тактильную табличку с номером этажа "Номер этажа" со шрифтом Брайля - 150х210 мм - 9шт. Таблички устанавливать на стене между лифтами (слева от входа в лифт /Л1, справа от входа в лифт /Л2) на высоте 1500 мм.
- Входы в лифты на каждом этаже следует оборудовать информаторами речевыми звуковыми электронными информаторами с дистанционным управлением ТУ ВУ 19258434.1.002-2018 - всего 18 шт.

13/04/26-1Пр-АС					
«Модернизация здания общежития по адресу: г. Минск, ул. Коллекторная д.20»					
1	3	изм	98-26	04.2026	
Изм.	Кол.	Лист	№ док	Подпись	Дата
Разраб.	Феклистова				04.2026
Провер.	Феклистова				04.2026
Утвердил	Крушанов				04.2026
Н. контр.	Крушанов				04.2026
Ведомость отделки. Экспликация полов				Стадия	Лист
				С	13
				ООО "Бюро комплексного проектирования"	

Инд. N подл. Подпись и дата. Взам. инв. N

MH1 MH7

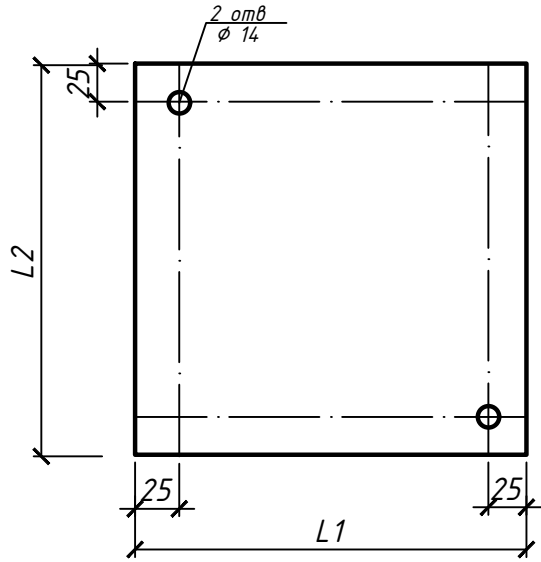


Таблица размеров
закладных деталей

№ п.п	Размер, мм	
	L1	L2
МН1	100	320
МН2	100	200
МН3	170	170
МН4	200	380
МН5	200	200
МН6	350	100
МН7	200	150

Спецификация на закладные детали

№п.п	Наименование						Кол.	Масса, ед, кг
МН1	Лист	100	х	320	х8	ГОСТ 19903-2015	1	2.01
		С245 ГОСТ 27772-2015						
МН2	Лист	100	х	200	х8	ГОСТ 19903-2015	1	1.26
		С245 ГОСТ 27772-2015						
МН3	Лист	170	х	170	х8	ГОСТ 19903-2015	1	1.81
		С245 ГОСТ 27772-2015						
МН4	Лист	200	х	380	х8	ГОСТ 19903-2015	1	4.77
		С245 ГОСТ 27772-2015						
МН5	Лист	200	х	200	х8	ГОСТ 19903-2015	1	2.51
		С245 ГОСТ 27772-2015						
МН6	Лист	350	х	100	х8	ГОСТ 19903-2015	1	2.20
		С245 ГОСТ 27772-2015						
МН7	Лист	200	х	150	х8	ГОСТ 19903-2015	1	1.88
		С245 ГОСТ 27772-2015						

Ведомость окраски
на 1 деталь

№п.п.	Площадь, м2
МН1	0.06
МН2	0.04
МН3	0.06
МН4	0.15
МН5	0.08
МН6	0.07
МН7	0.06


1. Детали ошпнтовать окрасить эмалью ПФ-115 ГОСТ 6465-76 по грунтовке ГФ-021 ГОСТ 25129-82 общей толщ. 80 мкм. Площадь окраски см. в таблице.
2. Перед заказом закладных деталей уточнить размеры кронштейнов, поставленных в комплекте с лифтовым оборудованием.

Инв. N подл.	Подпись и дата	Взам. инв. N

						13/04/26-1Пр-АС.И-МН1...МН7			
						Изделия закладные МН1...МН7	Стадия	Масса	Масштаб
Изм.	Кол.ч.	Лист	№ док.	Подпись	Дата		С	см. табл.	δ/м
Разраб.	Феклистова				04.2026		Лист 1	Листов 1	
Н.контр	Крушанов				04.2026	ООО "Бюро комплексного проектирования"			

МН8...МН10

а-а

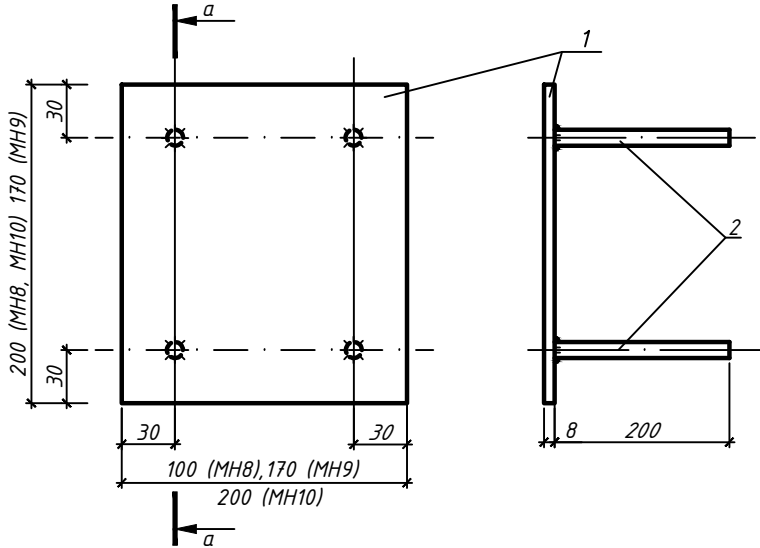

Спецификация

Марка изд.	Наименование	Кол.	Масса 1 дет., кг	Масса изд., кг
МН 8	Лист 100x200x8 ГОСТ 103-2006 С245 ГОСТ 27772-2015	1	1,26	1,98
	Ø12 S400 ГОСТ 5781, l=200мм	4	0,18	
МН 9	Лист 170x170x8 ГОСТ 103-2006 С245 ГОСТ 27772-2015	1	1,81	2,53
	Ø12 S400 ГОСТ 5781, l=200мм	4	0,18	
МН 10	Лист 200x200x8 ГОСТ 103-2006 С245 ГОСТ 27772-2015	1	2,51	3,23
	Ø12 S400 ГОСТ 5781, l=200мм	4	0,18	

- Сварку элементов выполнять электродами типа Э 42 ГОСТ 9467-75.
- Все металлические элементы окрасить эмалью ПФ-115 (ГОСТ 6465-76) по грунтовке ГФ-021 (ГОСТ 25129-2020). Общая толщина покрытия - не менее 80 мкм.
- Перед заказом закладных деталей уточнить размеры поставляемых кронштейнов.

13/04/26-1Пр-АС1.И-МН8...МН9

1	-	нов	38-26	27-2026
Изм.	Кол. уч.	Лист	№ док.	Дата
ГИП		Крушанов		07.26
Разработал	Феклистова			07.26
Н.контр.	Крушанов			07.26

Изделия закладные
МН8...МН9

Стадия	Масса	Масштаб
С	см. таб.	
Лист 1	Листов 1	
ООО "Бюро комплексного проектирования"		

ВЕДОМОСТЬ РАБОЧИХ ЧЕРТЕЖЕЙ ОСНОВНОГО КОМПЛЕКТА

Лист	Наименование	Примечание
1	Общие данные	ИЗМ1(Зам)
2	Схема электрическая принципиальная лифтов 1,2.	ИЗМ1(Зам)
3	Схема электрическая принципиальная щита освещения машинного помещения 1.	ИЗМ1(Зам)
4	План прокладки сетей питания в машинном помещении 1.	ИЗМ1(Зам)
5	План прокладки сетей освещения в машинном помещении 1.	ИЗМ1(Зам)
6	План прокладки сетей питания и освещения по шахте лифта 1.	ИЗМ1(Зам)
7	План прокладки сетей питания и освещения по шахте лифта 2.	ИЗМ1(Зам)
8	Трасса кабеля на плане 1-го этажа.	ИЗМ1(Зам)
9	Схема прокладки кабеля, по ул.Коллекторная д.20.	ИЗМ1(Зам)

ВЕДОМОСТЬ ССЫЛОЧНЫХ И ПРИЛАГАЕМЫХ ДОКУМЕНТОВ

Обозначение	Наименование	Примечания
	Прилагаемые документы	ИЗМ1(Зам)
13/04/26-1Пр-ЭМ.СО	Спецификация оборудования, изделий и материалов	ИЗМ1(Зам)
13/04/26-1Пр-ЭМ.ОР	Ведомость объемов работ	ИЗМ1(Зам)
13/04/26-1Пр-ЭМ.ОП л.1	Опросный лист для заказа ШЛ1/ПР11 с АВР	ИЗМ1(Зам)
13/04/26-1Пр-ЭМ.ОП л.2	Опросный лист для заказа ЩОМ-24	
	Ссылочные документы	
СП 4.04.04-2023	Системы электрооборудования жилых и общественных зданий.	
СН 2.04.03-2020	Естественное и искусственное освещение.	
	Строительные нормы проектирования.	
ГОСТ 30331-95	Электроустановки зданий.	

ОСНОВНЫЕ ПОКАЗАТЕЛИ

Наименование показателей	Ед. изм.	К-во	Данные
Категория электроснабжения			II
Напряжение питающей сети	В		380/220
Установленная электрическая мощность	кВт	14	
Расчетная электрическая мощность	кВт	12	
Коэффициент мощности	cosφ	0,65	

Справочные технико-экономические показатели

Наименование показателей	Ед. изм.	К-во	Данные
Потребляемая электрическая мощность	кВт	12	
Годовое потребление электроэнергии	МВт*ч	24	

Годовое потребление электроэнергии: Pp=12кВт. Wp=12*2000=24мВт*час

При закупке оборудования с техническими характеристиками и параметрами, отличающимися от приведенных в спецификациях оборудования, в разработанную проектную документацию вносятся изменения по поручению заказчика на договорной основе.

Общие указания

1. Данный комплект марки ЭМ рабочего проекта выполнен для модернизации здания общежития по адресу: г. Минск, ул. Коллекторная д.20. На основании: технических условий от 30.04.2026 N 15-01-12/206, выданных ПРДУП "ГЕОСЕРВИС".

2. Проектирование лифтов производится в соответствии с: – ТКП 339-2022 "Электроустановки на напряжение до 750 кВ. Линии электропередачи воздушные и токопроводы, устройства распределительные и трансформаторные подстанции, установки электросиловые и аккумуляторные, электроустановки жилых и общественных зданий. Правила устройства и защитные меры безопасности. Учет электроэнергии. Нормы приемо-сдаточных испытаний". "Правила устройства электроустановок" ПУЭ 6-е издание.
– СП 4.04.04-2023 "Системы электрооборудования жилых и общественных зданий".
– СН 2.04.03-2020 "Естественное и искусственное освещение".
– ГОСТ 33984.1-2023 "Лифты. Общие требования безопасности к устройству и установке. Лифты для транспортирования людей или людей и грузов".

3. Технические решения, принятые в рабочих чертежах, соответствуют требованиям экологических, санитарно-гигиенических, противопожарных и других действующих норм и правил и обеспечивают безопасную для жизни и здоровья людей эксплуатацию объекта при соблюдении предусмотренных рабочими чертежами мероприятий.

4. Электрощитовая находится в подвале. В электрощитовой установить ШЛ1/ПР11.

5. Электроснабжение лифтов выполнить согласно схеме см.л. 2. Лифты запитать кабелем ВВГнг (А)-LS 5х4мм² через автоматический выключатель ВА47-63 20А Силовые сети подключения к ВУ лифта по шахте, выполнить открыто на скобах, по машинному помещению по стене открыто. По техподполью на суц. латках

6.Вертикальные участки кабелей в машинном помещении защитить трубой ПВХ(Г1) на высоту 2м. от уровня пола.

7. Освещения машинного помещения согласно ГОСТ 33984.1-2023 на уровне пола должно быть 200лк, шахты-50лк Сети освещения выполнить кабелем ВВГнг (А)-LS 3х1,5мм² и ВВГнг (А)-LS 2х1,5мм², прокладываемым по машинному помещению, шахте лифта открыто на скобах

8.Проектом предусмотрена основная и дополнительная система уравнивания потенциалов. Основная система уравнивания потенциалов это контур заземления в машинном помещении сталь 25х4мм² и гибкий провод ПВ3-1х10мм² по шахте лифта. Полосу сталь 25х4мм² в машинном помещении лифта следует подключить к проводнику РЕ распределительной линии, проложенной к ВУ лифтовой установки. Все металлические части лифтового оборудования и монорельс необходимо заземлить.

К дополнительной системе уравнивания потенциалов относится подключение шины сталь 25х4мм² проводом ПуВнг(А) LS 1х4мм² к РЕ шине щитов освещения машинных помещений. Полоса заземления 25х4мм², проложенная в машинном помещении и гибкий проводник ПВ3-1х10мм² по шахте, учтены в установочных чертежах, выполняемых ОАО "Могилевлифтмаш" и поставляются комплектно с лифтом.

9. Вся электропроводка проверена на допустимую потерю напряжения (в наиболее удаленных точках потеря напряжения составляет менее 4%).

10. Тип и марку оборудования уточнить при тендерных торгах с сохранением технических характеристик

11. Категория электроснабжения принята согласно СП 1.04.01-2021 п.8.29.

12. Изменение 1 внесено по замечаниям экспертизы.

Взам. инв.Н

Подпись и дата

Инв.Н подл.

13/04/26-1Пр - ЭМ

«Модернизация здания общежития по адресу: г. Минск, ул. Коллекторная д.20»

ГИП	Крушанов	05.26	Стадия	Лист	Листов
Разраб.	Шадан	05.26	Замена лифтов	С	1
Проверил	Шадан	05.26			
Утвердил	Крушанов	05.26			
Н. контр.	Крушанов	05.26	Общие данные		000 "Бюро комплексного проектирования"

Формат А3


ААШВ 3х185+1х25 от ТП-168 от ТП-3438 ААШВ 3х185+1х25

Потребность кабелей и проводов. Длина, м

Число и сечение жил, напряжение	Марка	
	ВВГнг(А)-LSLx	ПуВнг(А) LS
1х6-0,66		6
5х6-0,66	20	
5х4-0,66	120	
3х4-0,66	60	

Потребность труб. Диаметр, мм. Длина, м.

Обозначение по стандарту.	Диаметр по стандарту, мм.	Длина, м.
ТУ 2247-003-14192316-2005	ПВХ 25	6
ТУ 2247-003-14192316-2005	ПВХ 20	3
ТУ 2247-003-14192316-2005	ПВХ(гоф) 32	16

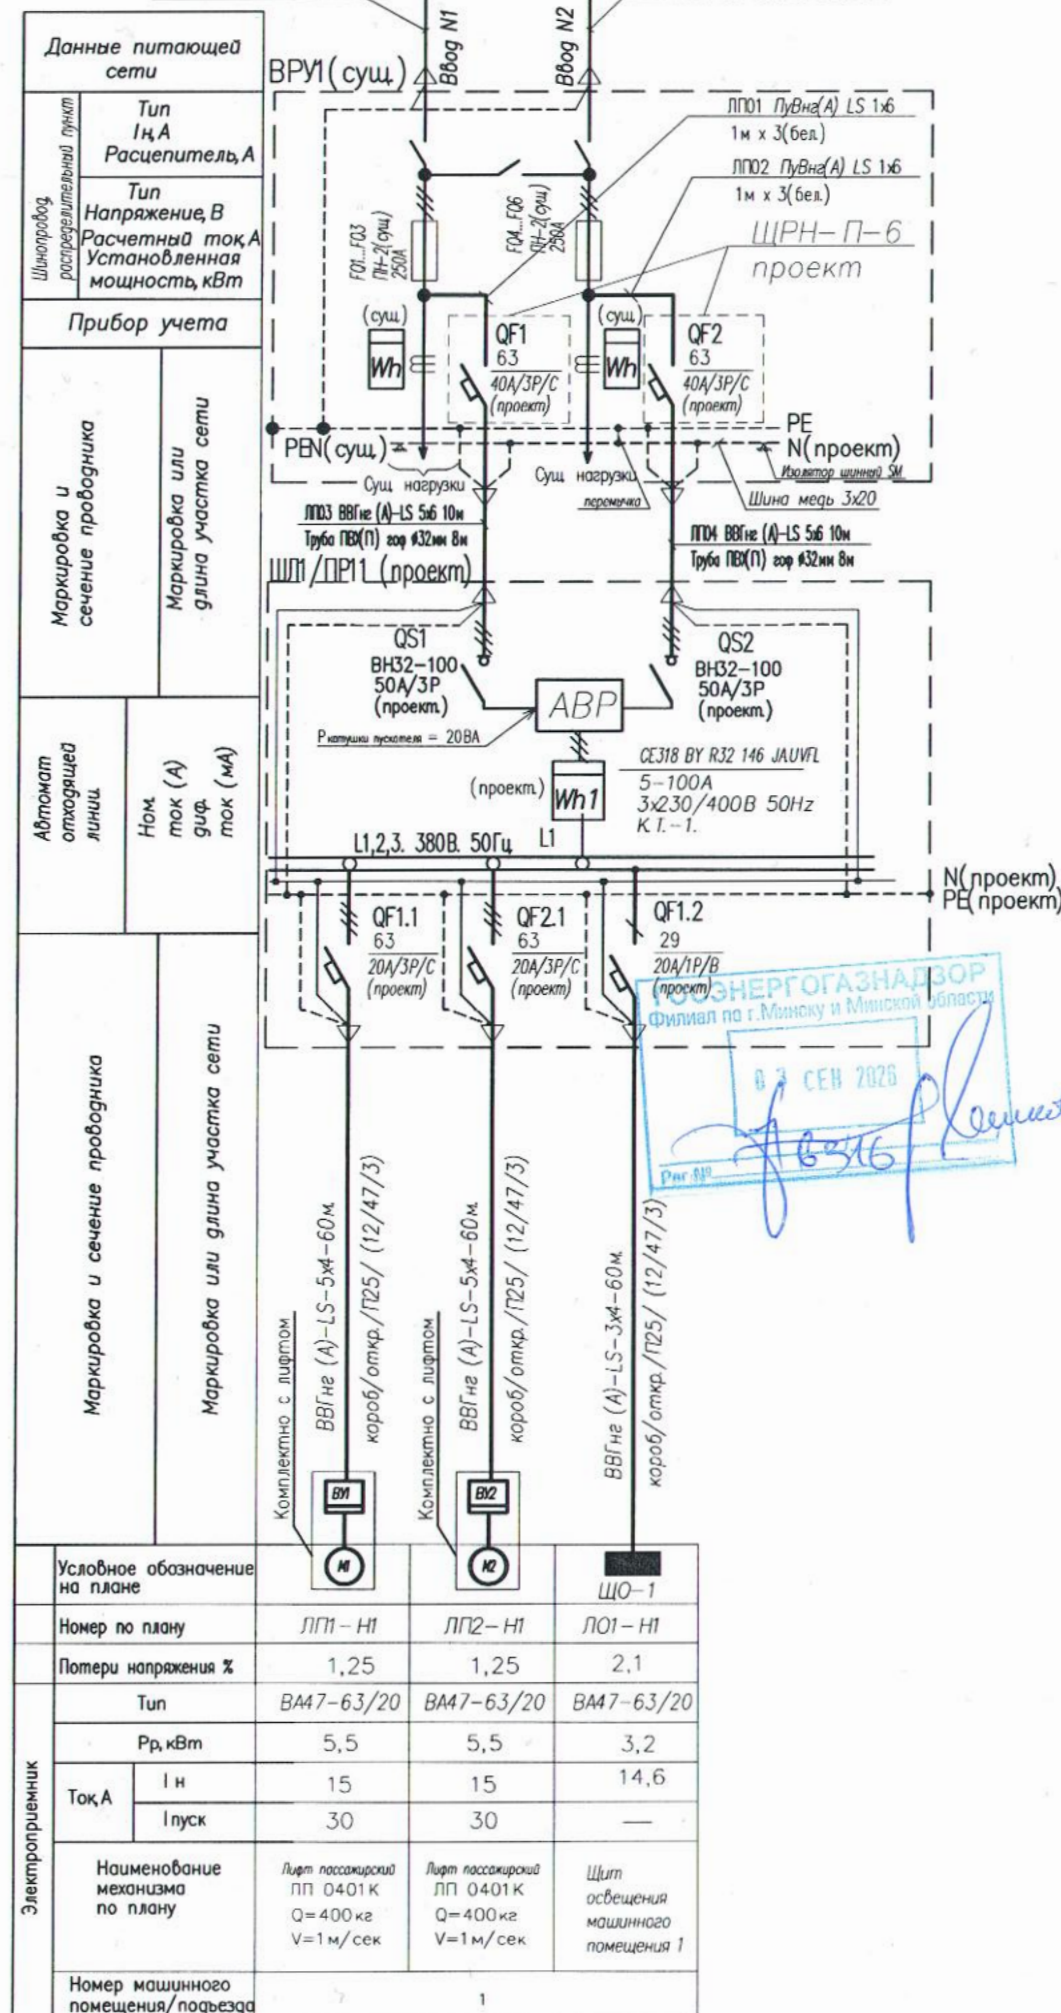

Расчетная нагрузка по объекту

$$P_{\text{об}} = 12 \text{ кВт}$$

$$I_{\text{об}} = 31 \text{ А}$$

- В проектируемом объекте применяется система сетей TN-C-S с объединенными нулевым защитным и нулевым рабочим проводником в проводник PEN на головном участке, а далее на проводники PE и N.
- Разделение PEN проводника на PE и N выполнить в ВУ, установить на сущ. шину PEN дополнительную шину N медь 3х20 на шинных изоляторах SM.
- Автоматические выключатели QF1,2 установить на Din рейке в пластиковом боксе ЩРН-П-6 возле сущ. ВУ.
- Электрощитовая находится в подвале.
- Лист ЭМ2 читать совместно с листом ЭМ3.
- В ШЛ1/ПР11 предусмотрен технический учет.
- Автоматические выключатели QF1.1 и QF2.1 на 20А выбраны т.к. в станциях управления лифтом установлены автоматические выключатели на 16А.


13/04/26-1Пр-ЭМ					
1	Зам	38-26	07.26	«Модернизация здания общежития по адресу: г. Минск, ул. Коллекторная д.20»	
Изм.	Колич.	Лист	№ док.	Подпись	Дата
Разраб.	Шабан		05.26	Замена лифтов	
Проверил	Шабан		05.26		
Утвердил	Крушанов		05.26		
Н. контр.	Крушанов		05.26		
Схема электрическая принципиальная лифтов 1,2.				Статус	Лист
				С	2
				000 "Бюро комплексного проектирования"	

Инв. N подл. Подпись и дата. Взам. инв. N

Инв.№ подл.

Подпись и дата

Взам. инв.№

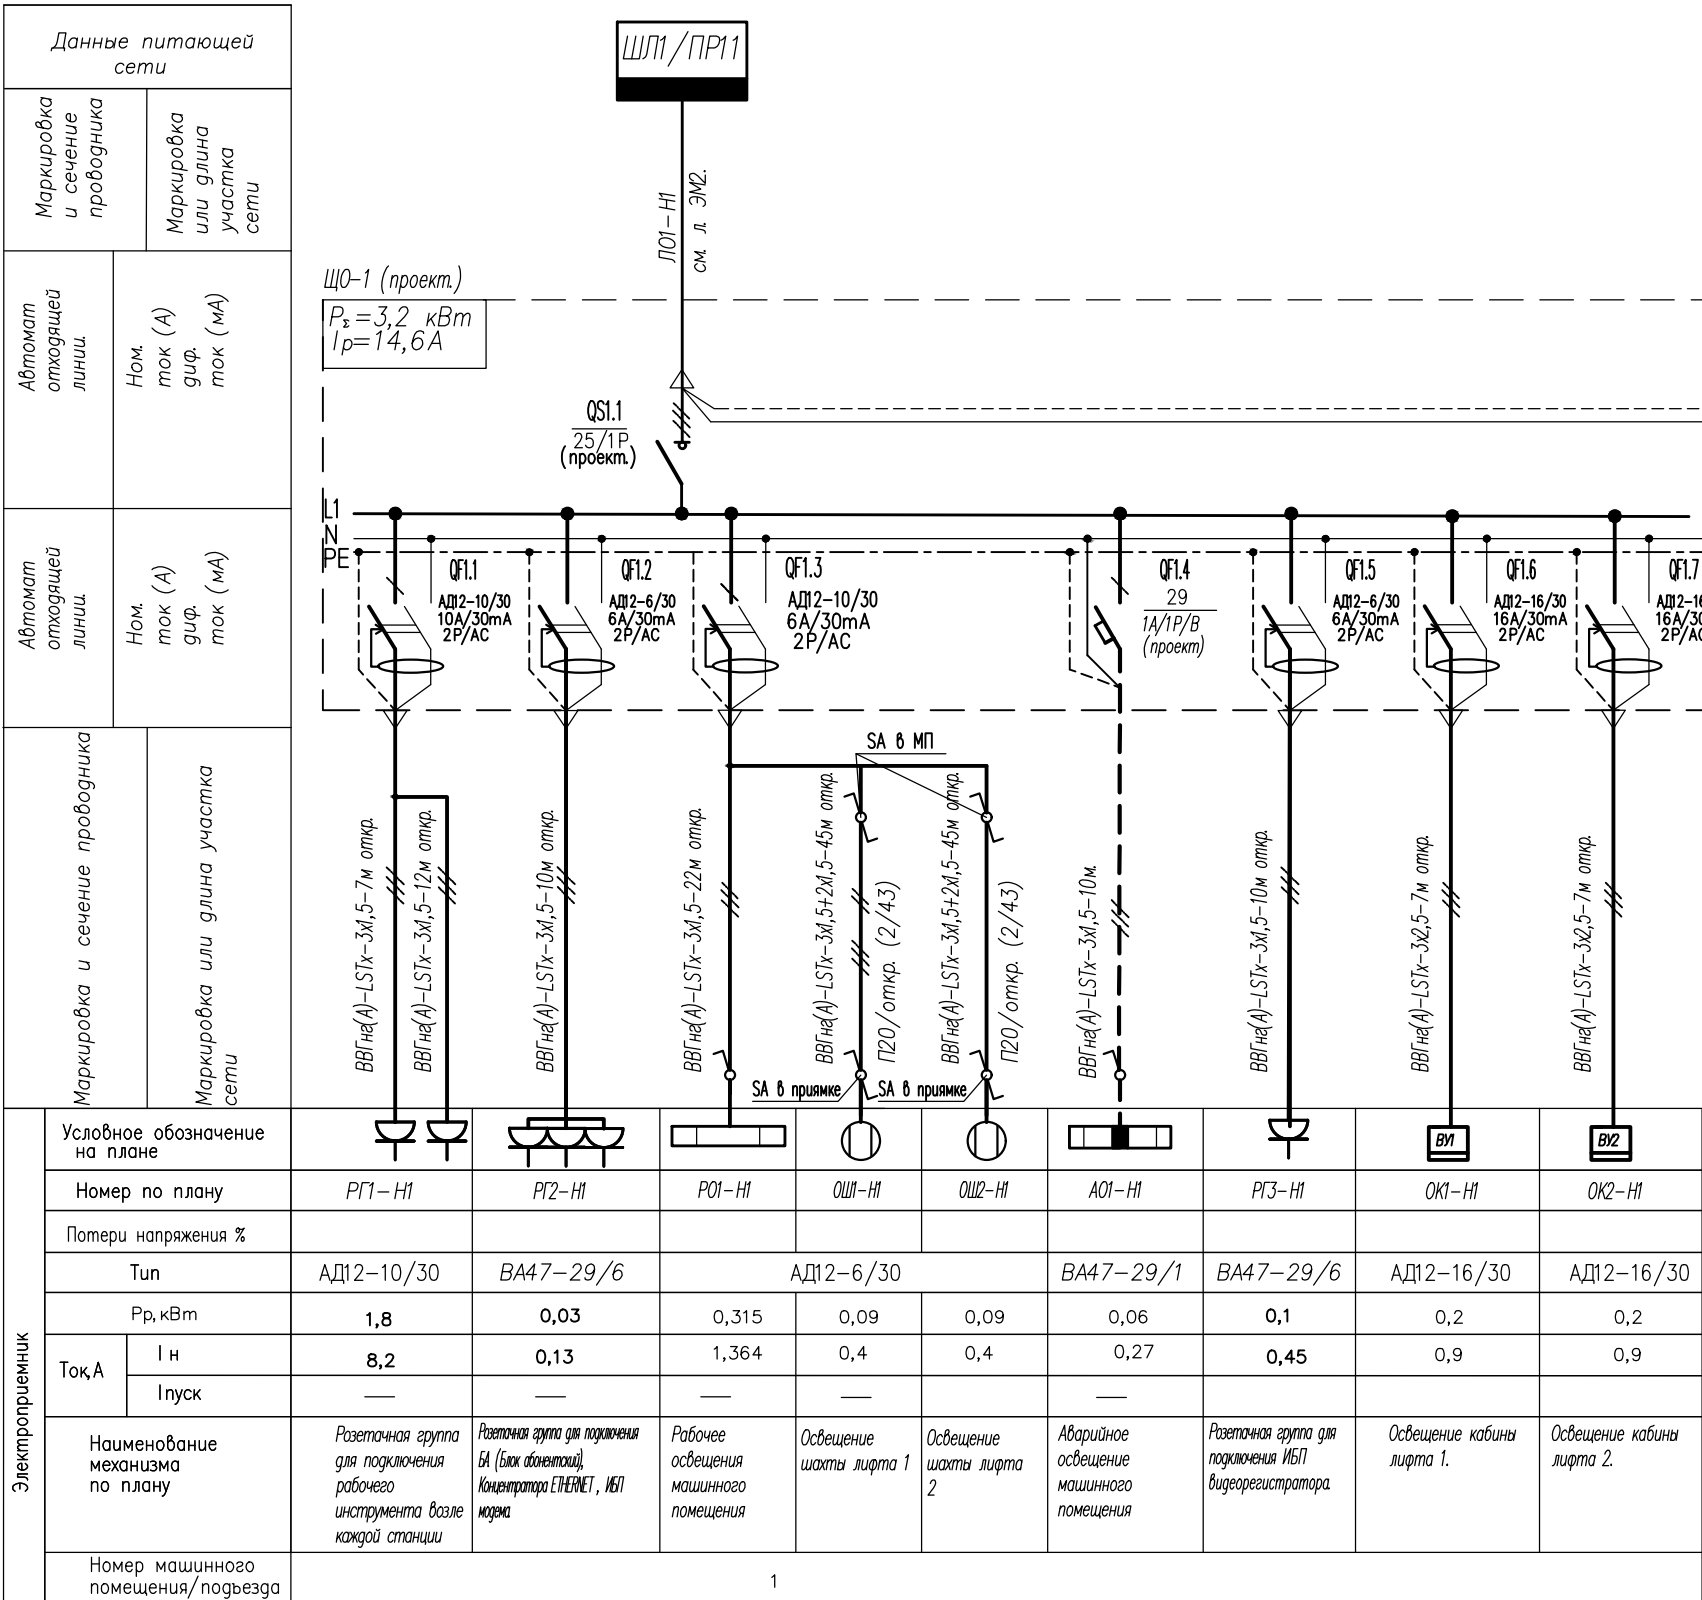


Потребность кабелей и проводов. Длина, м

Число и сечение жил, напряжение	Марка	
	ВВГнг(А)-LSTx	ПуВнг(А) LS
3x1,5-0,66	161	
3x2,5-0,66	14	
2x1,5-0,66	90	
1x4-0,66		1,5

Потребность труб. Диаметр, мм. Длина, м.

Обозначение по стандарту.	Диаметр по стандарту, мм.	Длина, м.
ТУ 2247-003-14192316-2005	ПВХ 20	4


Схема подключения ВУ лифта.

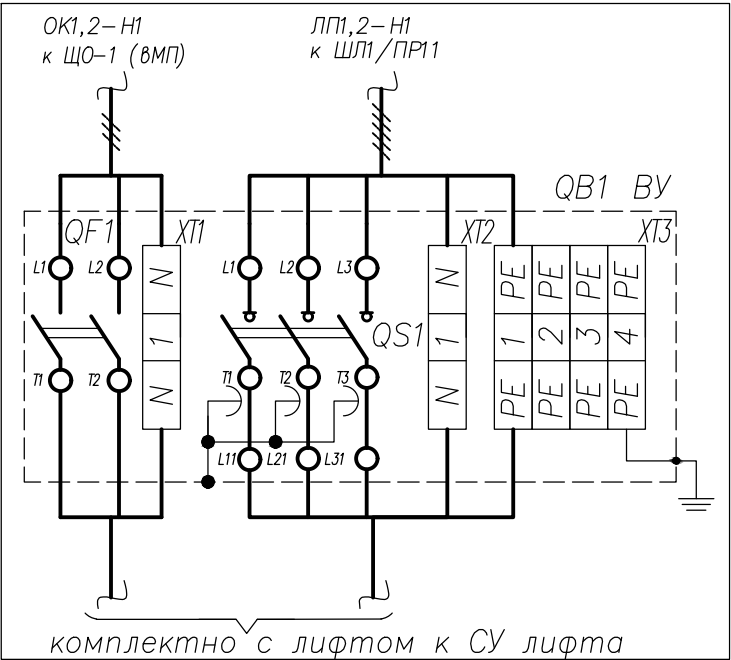


1. Лист ЭМ4 читать совместно с листом ЭМ2.
2. Выполнить дополнительную систему уравнивания потенциалов щита освещения к шине сталь 25x4мм проводом ПВ1 1x4мм².
3. Дифференциальные автоматические выключатели QF1.6, QF1.7 на 16А выбраны т.к в вводном устройстве лифта установлен автоматические выключатели на 10А на освещение кабины.

							13/04/26-1Пр-ЭМ
1		Зам	38-26		07.26		«Модернизация здания общежития по адресу: г. Минск, ул. Коллекторная д.20»
Изм.	Колич	Лист	N док	Подпись	Дата		
						Замена лифтов	Стадия С
Разраб.	Шадан				05.26		Лист 3
Проверил	Шадан				05.26		Листов
Утвердил	Крушанов				05.26	Схема электрическая принципиальная щита освещения машинного помещения 2.	000 "Бюро комплексного проектирования"
Н. контр.	Крушанов				05.26		

План машинного помещения 1.

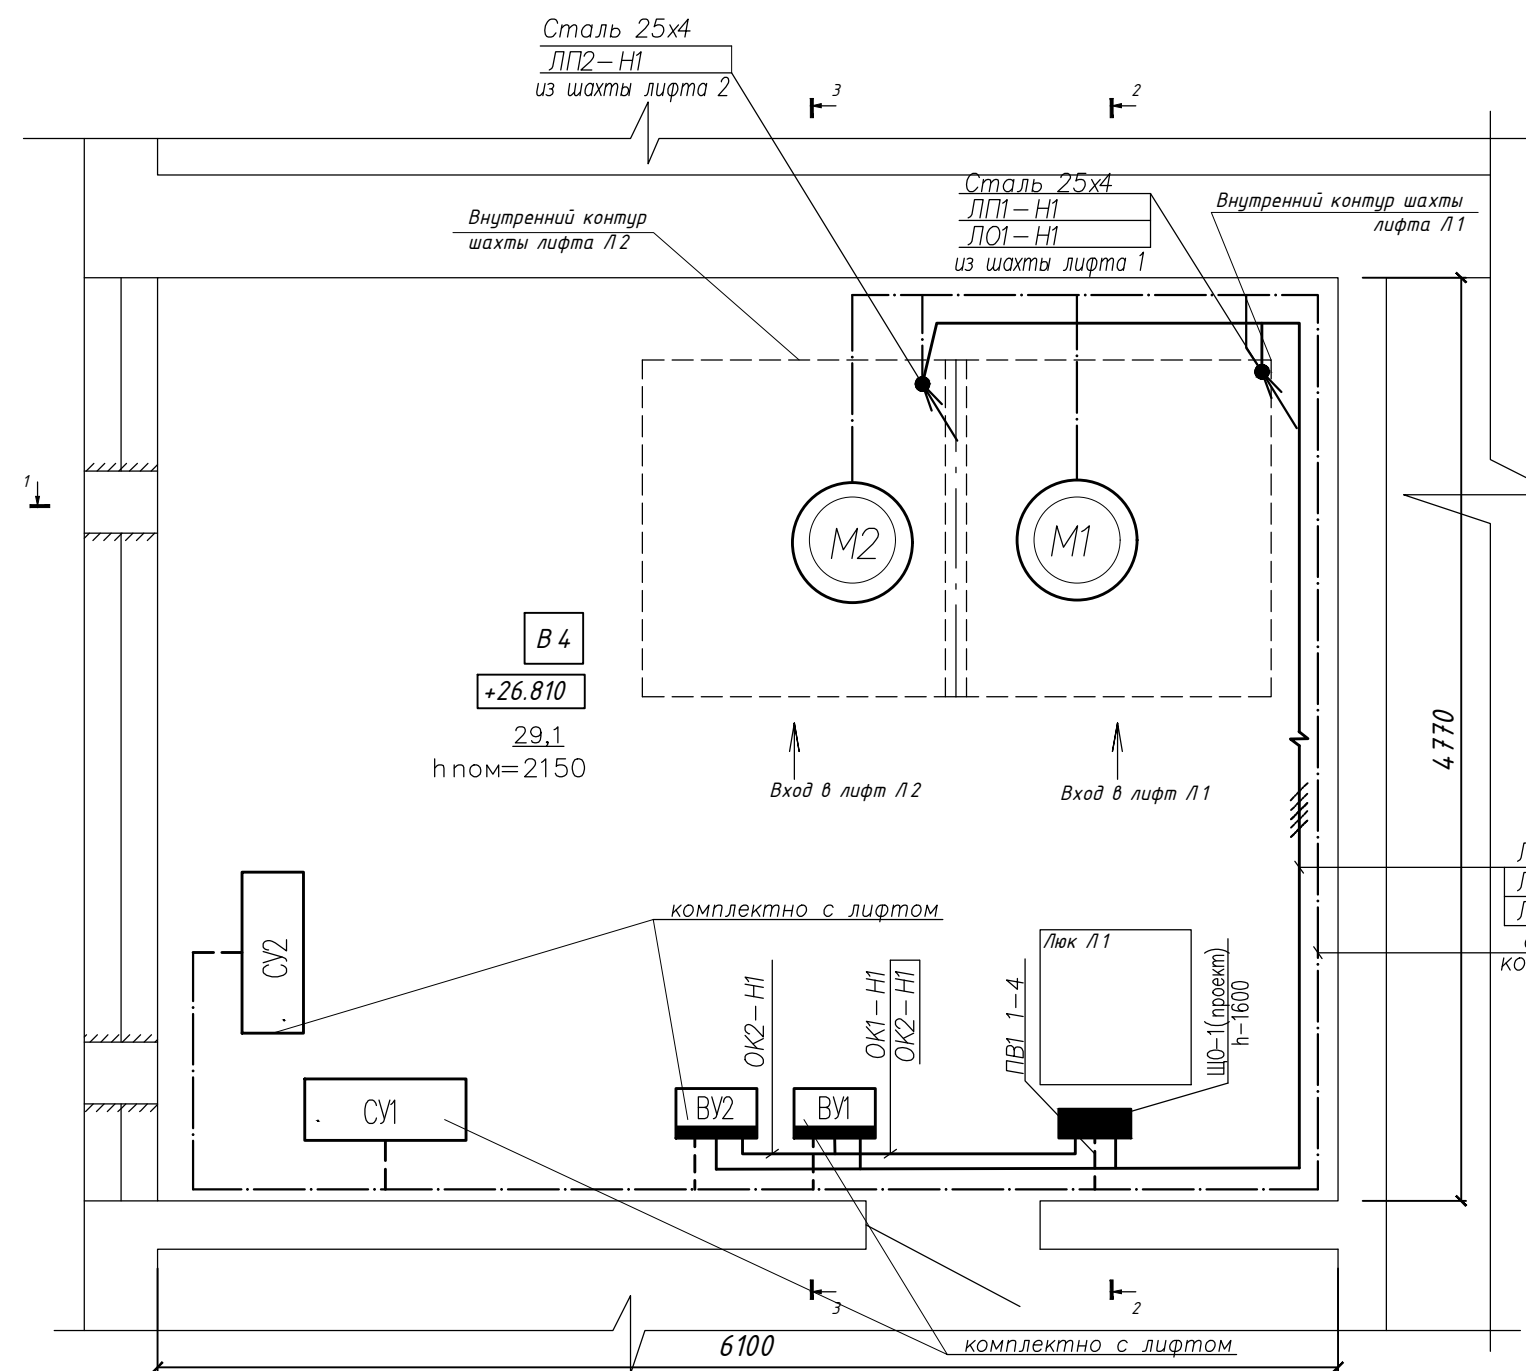

- 1. Электропитания лифтов выполнить кабелем ВВГнг(А)-LS.
- 2. Прокладка кабеля питания:
 - по подвалу в коробе ПВХ;
 - в шахте лифта по стене открыто;
 - в машинном помещении по стене открыто;через перекрытия и стены выполнить в отрезках стальной трубы
- вертикальные участки кабелей в машинном помещении защитить трубами ПВХ(Г1) на высоту 2м. от уровня пола.
- 3. Строительная часть показана условно.
- 4. Расстановку оборудования выполнить по месту.
- 5. Все металлические части лифтового оборудования, монорельс необходимо заземлить.
- 6. Полосу уравнивания потенциалов проложить +500мм от черного пола машинного помещения

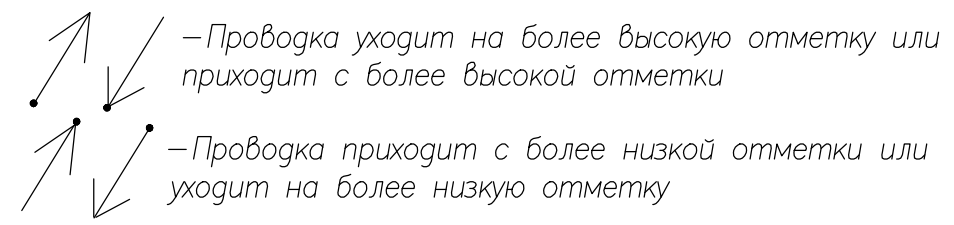


УСЛОВНЫЕ ОБОЗНАЧЕНИЯ

- Ⓜ – Привод лебедки
- Полоса заземления
- СУ – Станция управления
- ВУ – Вводное устройство

						13/04/26-1Пр - ЭМ			
						«Модернизация здания общежития по адресу: г. Минск, ул. Коллекторная д.20»			
1		Зам	38-26		07.26	Замена лифтов	Стадия	Лист	Листов
Изм.	Колич.	Лист	N док	Подпись	Дата				
Разраб.		Шабан			05.26		С	4	
Проверил		Шабан			05.26		План прокладки сетей питания в машинном помещении 1.	ООО "Бюро комплексного проектирования"	
Утвердил		Крушанов			05.26				
Н. контр.		Крушанов			05.26				

Инв. N подл.	Подпись и дата	Взам. инв. N

План машинного помещения 1.

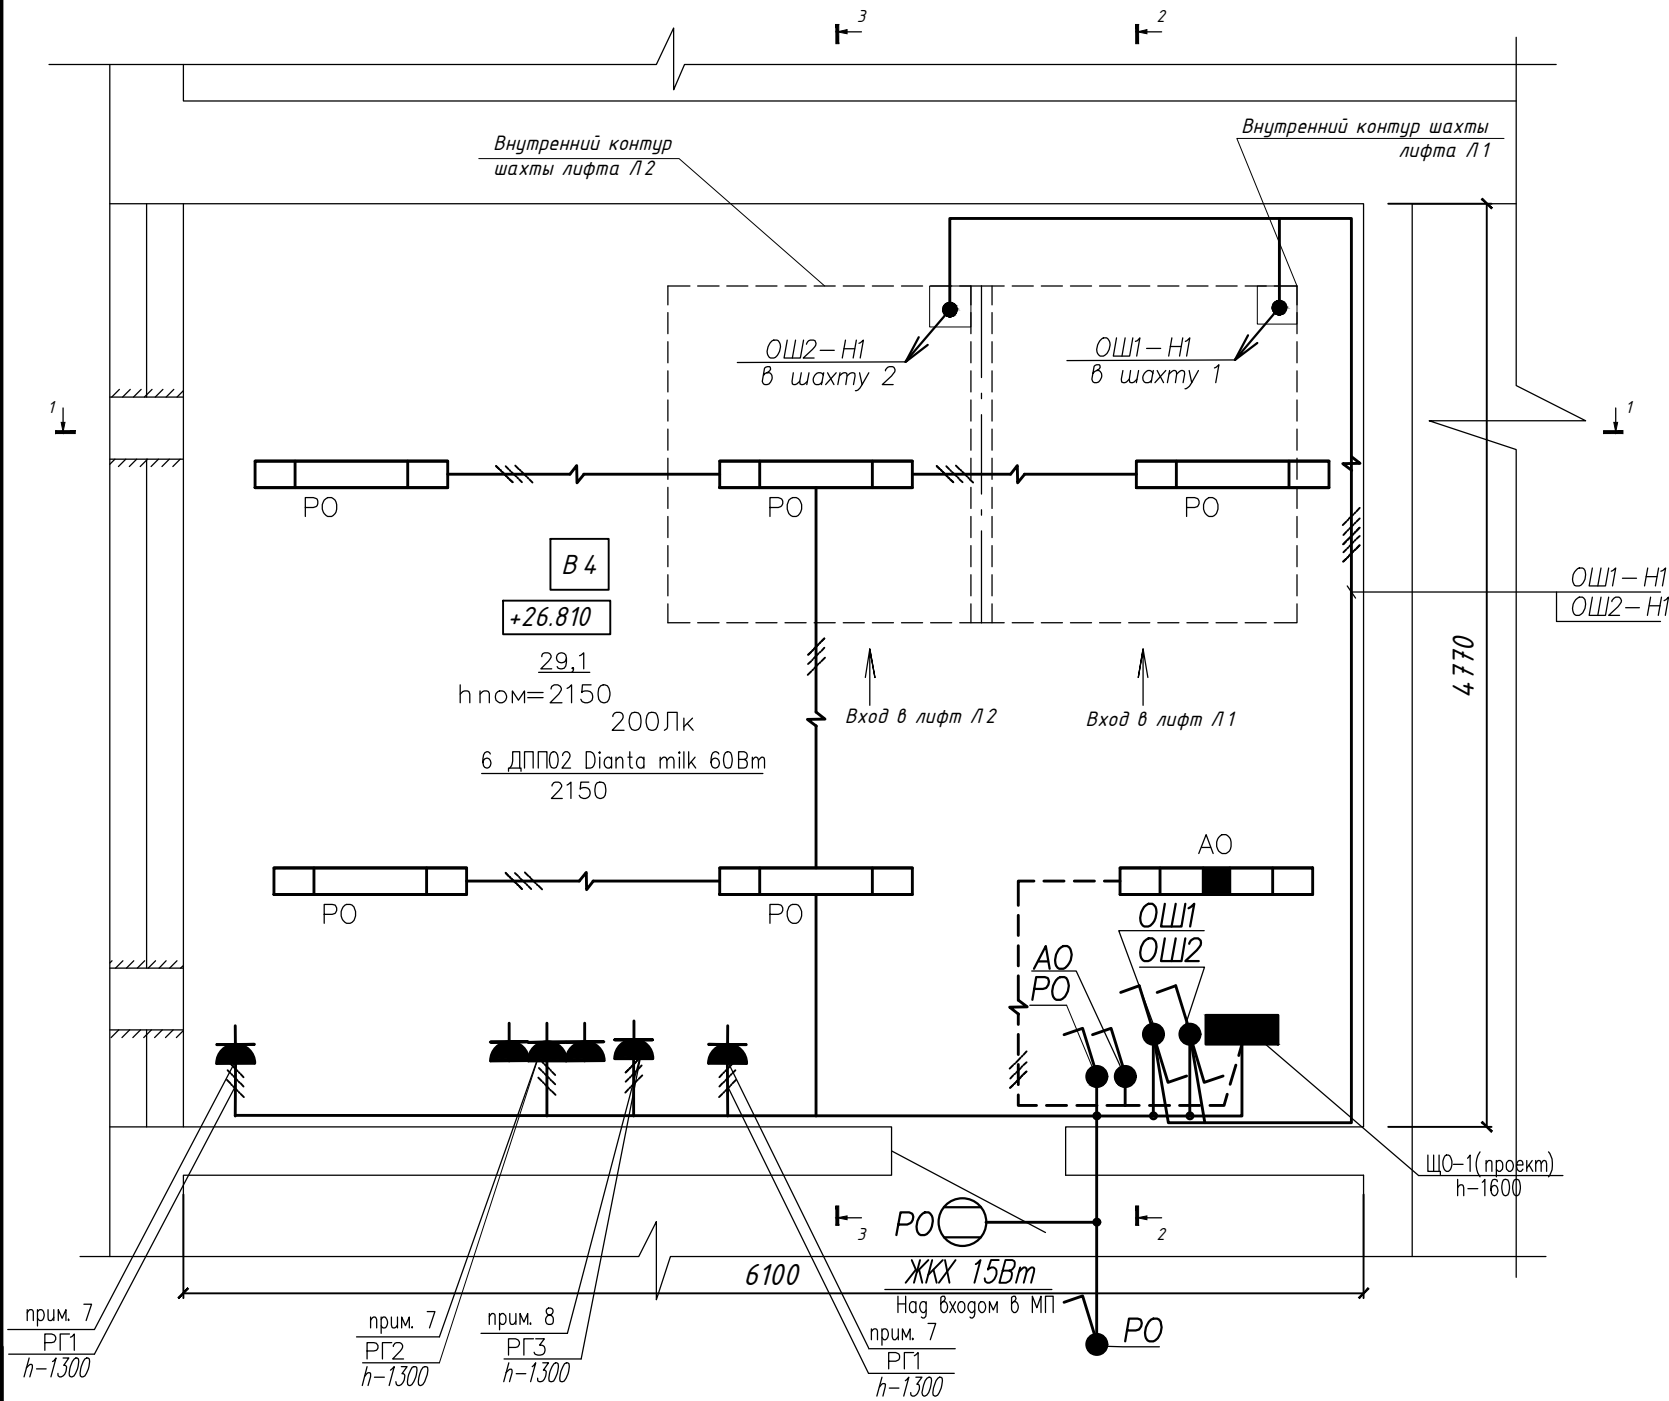

Условные обозначения:


- – Светильник светодиодный круглый.
□ – Светильник светодиодный отличный от круглого.
□ – Светильник аварийного освещения.
⌋ ⌋ – Выключатель одноклавишный открытой установки.
⌋ – Выключатель одноклавишный проходной открытой установки.
 $N(T \frac{n \cdot p}{h})$ – Маркировка светильников: N – количество;
T – тип; n – количество ламп в светильнике;
200 лк – Минимальная освещенность помещения, лк

- Освещение машинного помещения согласно ГОСТ 33984.1–2023 на уровне пола должно быть 200 Лк.
- Освещение шахты лифта выполнено от сети рабочего освещения машинного помещения двумя кабелями марки ВВГнг 3х1,5мм² и ВВГнг 2х1,5мм². Освещение шахты лифта включается отдельными выключателями с двух мест установленными в машинном помещении на высоте 2,2м от пола и в приямке шахты лифта на высоте 1,6м от пола.
- Строительная часть показана условно.
- Расстановку оборудования выполнить по месту. Рабочее освещение машинного помещения выполнить светильником ДПП02 Dianta milk 60Вт, со светодиодным модулем мощностью 60 Вт, светильник установить на потолке в машинном помещении. Над входом в машинное помещение установить светильник ЖКХ 15Вт овал IP65.
- Аварийное освещение выполнить светильником ДПП02 Dianta milk 60Вт, со светодиодным модулем мощностью 60 Вт, светильник установить на потолке в машинном помещении.
- 2 Розетки РА16–297 с заземляющим контактом для открытой установки применяется для подключения рабочего инструмента, установить возле каждой станции.
- Три розетки РА16–297 с заземляющим контактом для открытой установки применяется для подключения блока абонентского (БА) и для концентратора Ezernet. и для ИБП модема.
- Розетка РА16–297 с заземляющим контактом для открытой установки применяется для подключения ИБП видеокамер.
- Вертикальные участки кабелей в машинном помещении защитить трубами ПВХ(Г1) на высоту 2м. от уровня пола. Кабеля по машинном помещении проложить в коробе ПВХ(Г1).


– Проводка уходит на более высокую отметку или
приходит с более высокой отметки
– Проводка приходит с более низкой отметки или
уходит на более низкую отметку

						13/04/26-1Пр-ЭМ		
						«Модернизация здания общежития по адресу: г. Минск, ул. Коллекторная д.20»		
1	Зам	38-26			07.26			
Изм.	Колич.	Лист	N док	Подпись	Дата			
						Замена лифтов		
						С	5	
						План прокладки сетей освещения в машинном помещении 1.		
						ООО "Бюро комплексного проектирования"		
Разраб.	Шадан				05.26			
Проверил	Шадан				05.26			
Утвердил	Крушанов				05.26			
Н. контр.	Крушанов				05.26			

 Разрез 2-2



- План шахты лифта 1.

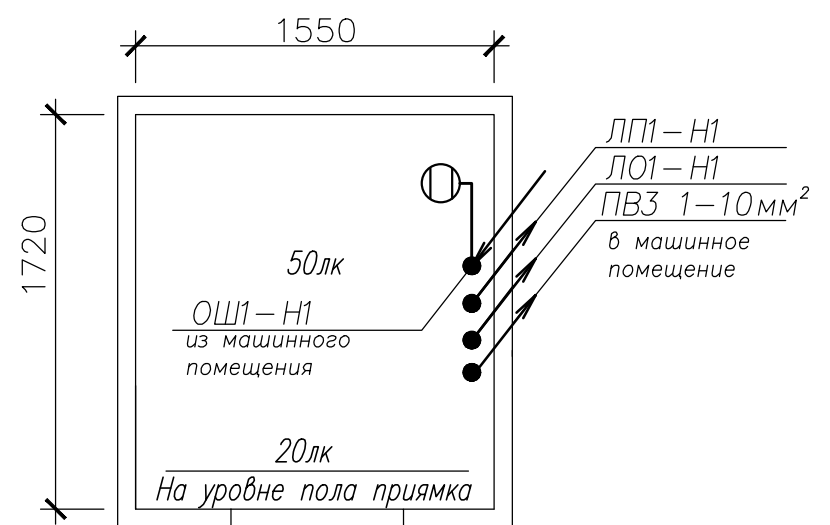


 Светильник светодиодный круглый.

 розетка открытой установки

 выключатель одноклавишный на два направления открытой установки.

Формат А3

 
Разрез 3-3



- План шахты лифта 2.



План 1-го этажа.

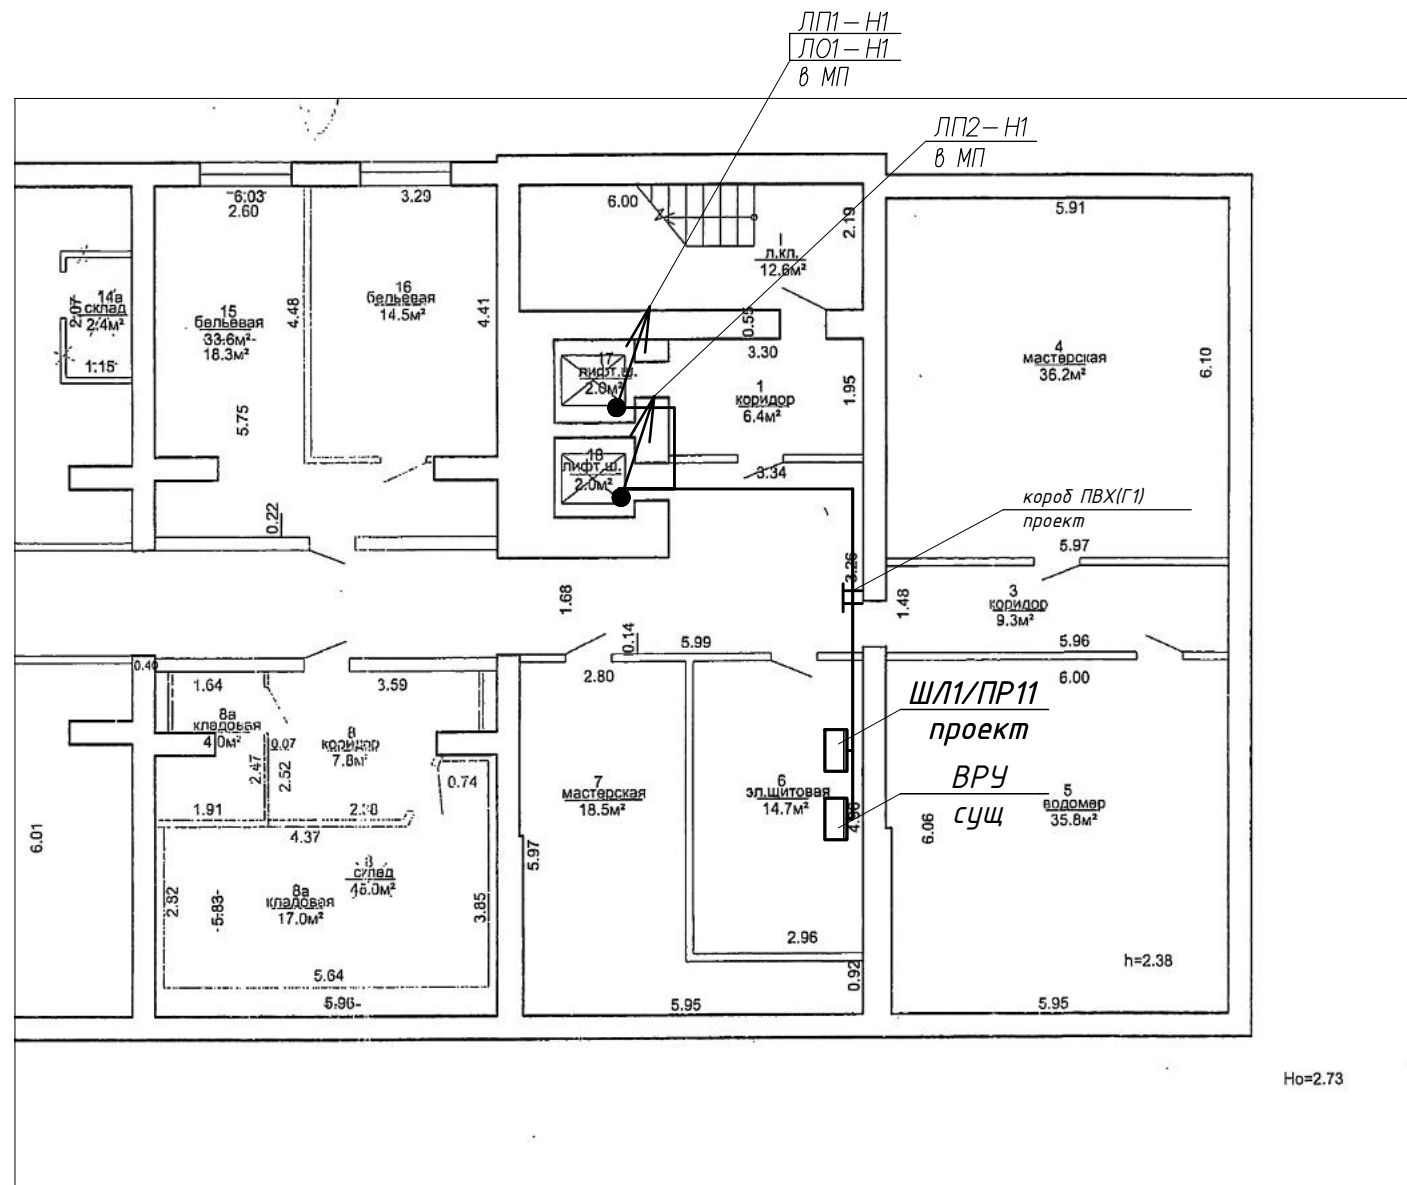


1. Строительная часть показана условно.
2. Расстановку оборудования выполнить по месту.




- Проводка уходит на более высокую отметку или приходит с более высокой отметки
- Проводка приходит с более низкой отметки или уходит на более низкую отметку

						13/04/26-1Пр -ЭМ			
1		Зам	38-26		07.26	«Модернизация здания общежития по адресу: г. Минск, ул. Коллекторная д.20»			
Изм.	Колич	Лист	N док	Подпись	Дата				
						Замена лифтов	Стадия	Лист	Листов
							С	8	
Разраб.		Шадан			05.26	Трасса кабеля на плане 1-го этажа.	ООО "Бюро комплексного проектирования"		
Проверил		Шадан			05.26				
Утвердил		Крушанов			05.26				
Н. контр.		Крушанов			05.26				

Ситуационная схема прокладки кабеля, по ул. Коллекторная д.20.

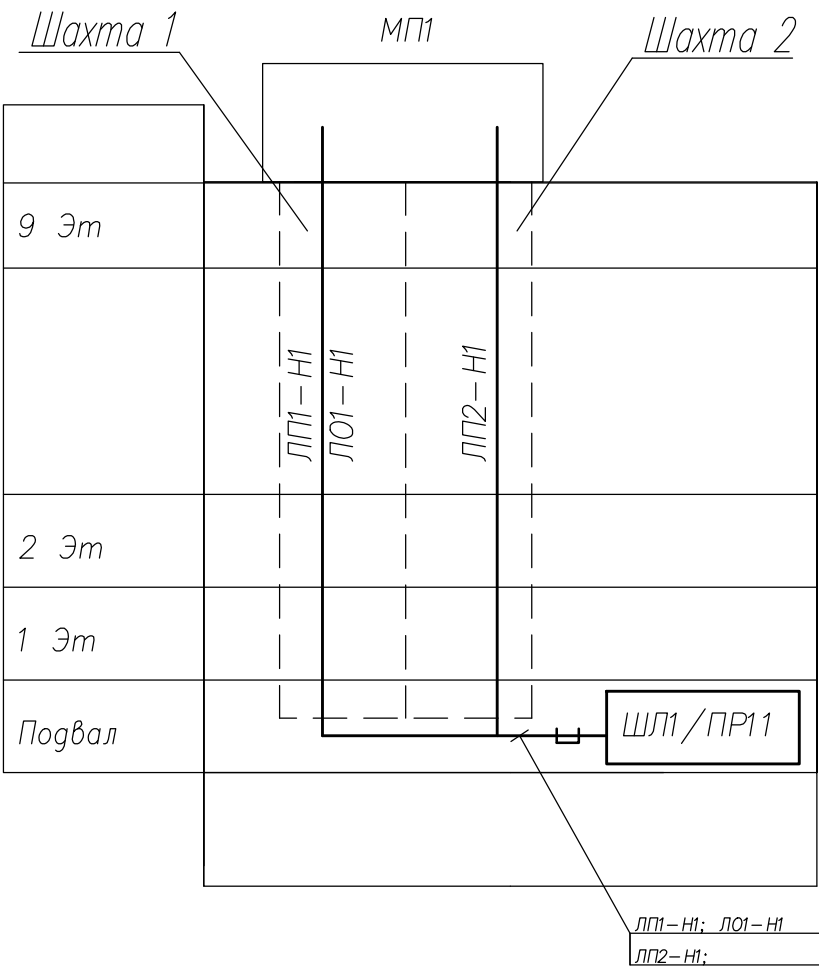

- 1. Строительная часть показана условно.
- 2. Расстановку оборудования выполнить по месту.

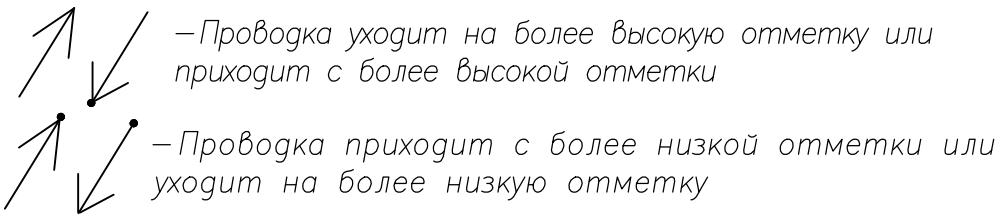

						13/04/26-1Пр-ЭМ		
						«Модернизация здания общежития по адресу: г. Минск, ул. Коллекторная д.20»		
1		Зам	38-26		07.26			
Изм.	Колич.	Лист	N док	Подпись	Дата			
						Замена лифтов		
						С	9	
						Схема прокладки кабеля, по ул. Коллекторная д.20.		
						ООО "Бюро комплексного проектирования"		
Разраб.	Шадан				05.26			
Проверил	Шадан				05.26			
Утвердил	Крушанов				05.26			
Н. контр.	Крушанов				05.26			

		Поз.	Наименование и техническая характеристика	Тип, марка, обозначение документа, опросного листа	Код продукции	Поставщик	Ед. измерения	Кол.	Масса 1 ед. кг	Примечание
			Метизы (скобы, шурупы и др.)				Кг.	1		
			Анкерный болт с гайкой КТ 10х97 (для крепления полосы в МП)				шт.	22		уст. в МП для крепления полос
			Дюбель для хомута–стяжки 8х45 мм черный STARFIX 20 штук	SMP1–43517–20			шт.	7		
			Хомут нейлоновый 3,6х250 черный (100шт)				шт.	4		
			Устройства комплектные, щитки, пункты.							
Инв.№	Взам. инв.№	ШЛ1/ПР11	Пункт распределительный ПР11 навесного исполнения	ПР11–3.006–IP31 УЗ			шт.	1		
			со встроенным АВР 2.0 с "N" "PE" шинами:	ТУ РБ 000012262.177–94						
		QS1;2	– Выключатель нагрузки ВН32–100 Un=380В, In=50А, 3Р 2–шт	см.11/08/25–2Пр–ЭМ.ОЛ л.1						
		QF1.1;1.2	– Распределительные выключатели ВА47– 63 Un=380В, In=20А, 3Р "С" 2–шт							
		QF2.1	– Распределительные выключатели ВА47– 29 Un=220В, In=20А, 1Р "В" 1–шт							
			CE318 BY R32 146 JA.UVFL 5–100А, 3х230/400В 50Hz , К.Т.–1 1–шт.							
		ЩО–1	Щит осветительный на 24 модулей настенного исполнения IP31 (300х350х132)	ЩОМ–24, ТУ BY691768257.001–2014			компл.	1		уст. в МП
			Шина (Латунь) N–PE 8*12мм ² – 2шт	см.11/08/25–2Пр–ЭМ.ОЛ л.2						
		QS1	– На вводе выключатель нагрузки Un=380В, In=25А, 1Р 1шт;	ВН32/25						
QF1.1	– С линейными дифференциальными выключателями Un=220, In=10А, Icp=30ma, 1Ф "АС" 1шт;	АД12–10/30 "АС"								
QF1.2,3,5	– С линейными дифференциальными выключателями Un=220, In=6А, Icp=30ma, 1Ф "АС" 3шт;	АД12–6/30 "АС"								
QF1.4	– С линейными автоматическими выключателями Un=220, In=1А, 1Р "В" 1шт;	ВА47–29/1								
QF1.6, 1.7	– С линейными дифференциальными выключателями Un=220, In=16А, Icp=30ma, 1Ф "АС" 2шт;	АД12–16/30 "АС"								

Поз.		Наименование и техническая характеристика	Тип, марка, обозначение документа, опросного листа	Код продукции	Поставщик	Ед. измерения	Кол.	Масса 1 ед. кг	Примечание
		Кабельная продукция для силового оборудования							
		Кабель с медными жилами, с ПВХ изоляцией для силового оборудования.							
ЛПО3,04-Н1		сеч. 5х6- 0,66	ВВГнг(А)-LS ГОСТ 31565-2012			м	20		
ЛП1,2-Н1		сеч. 5х4- 0,66	ВВГнг(А)-LS ГОСТ 31565-2012			м	120		
ЛПО1,02-Н1		сеч. 1х6- 0,40/0,75	ПуВнг(А) LS (белый)			м	6		
		сеч. 1х4- 0,40/0,75	ПуВнг(А) LS (Желто-зеленый)			м	1.5		
		Кабельная продукция для электрического освещения							
		Кабель с медными жилами, с ПВХ изоляцией для рабочего освещения.							
ЛО1-Н1		сеч. 3х4 - 0,66	ВВГнг(А)-LS ГОСТ 31565-2012			м	60		
ОК1-Н1 ОК2-Н1		сеч. 3х2,5 - 0,66	ВВГнг(А)-LS ГОСТ 31565-2012			м	14		
		Кабель с медными жилами, с ПВХ изоляцией для рабочего освещения.							
РО2		сеч. 3х1,5- 0,66	ВВГнг(А)-LSLTx ГОСТ 31565-2012			м	61		
		Кабель с медными жилами, с ПВХ изоляцией для аварийного освещения.							
АО1		сеч. 3х1,5 - 0,66	ВВГнг(А)-LS ГОСТ 31565-2012			м	10		
		Кабельная продукция для освещения шахт лифтов							
		Кабель с медными жилами, с ПВХ изоляцией для освещения шахты.	ВВГнг(А)-LS ГОСТ 31565-2012						
ОШ1,2		сеч. 3х1,5 - 0,66				м	90		
ОШ2		сеч. 2х1,5 - 0,66				м	90		
1. Тип и марку оборудования уточнить при тендерных торгах с сохранением технических характеристик. 2. При закупке оборудования с техническими характеристиками и параметрами, отличающимися от приведенных в спецификациях оборудования, в разработанную проектную документацию вносятся изменения по поручению заказчика на договорной основе.									
Инв.№ подл.		Взам. инв.№		Подпись и дата		Изм. Кол. Лист. Ндок. Подпись Дата			Лист
									3

Ведомость объемов строительных и монтажных работ			
N	Наименование	Единица измерений	Количество
	Монтажные работы		
1	Выключатель в машинном помещении (прямке.)	шт.	7
2	Светильник в машинном помещении	шт.	7
3	Светильник в шахте	шт.	20
4	Прокладка кабелей открыто	м	407,5
5	Прокладка кабелей в трубе	м	29
6	Прокладка в кабель канале	м	36
7	Розетка открытой установки с заземляющими контактами $U_n=220В$	шт.	6
8	Автоматические выключатели на Din рейку.	шт.	2
9	Щиток освещения ЦОМ-24	шт.	1
10	Щит лифтовой ШЛ1/ПР11 с АВР	шт.	1
11	Проверка действия автоматических выключателей (прогрузка автоматов)	шт.	12
	<u>Разделка кабеля, сечением, мм²:</u>		
	5х6-0,66	шт.	4
	5х4-0,66	шт.	4
	3х4-0,66	шт.	2
	Отверстие		
	Отверстие железобетон $\varnothing 30$ L 220мм.	шт.	4

Отверстие железобетон $\varnothing 30$ L 220мм.

«Модернизация здания общежития по адресу: г. Минск,
ул. Коллекторная д.20»

Ведомость объемов работ

Стация	Лист	Листов
С	1	2

ООО "Бюро комплексного проектирования"

Формат А4

[illegible]

13/04/26-1 ПР - ЭМ.ОР


2

Схема межпанельных соединений						
<div>Схема ПР11</div> <div></div>						
Тип панели		ПР11-3.006-IP31 УЗ Материал корпуса металл.				
Номера групп		Ввод 1	Ввод 2	ЛП1-Н1	ЛП2-Н1	ЛО1-Н1
Номинальный ток, А	автоматического выключателя / предохранителя	-	-	63	63	29
	Уставки расцепителя / плавкой вставки	-	-	20,3P,C	20,3P,C	20,1P,B
	Вводного аппарата	50	50			
	Тип вводного аппарата	QS1	QS2	QF1.1	QF2.1	QF1.2
Тип и технические данные счетчика		CE318 BY R32 146 JA.UVFL 5-100A; K.T.-1.				
Тип и технические данные трансформаторов тока		-	-			

1. Предусмотреть устройство для опломбирования вводных аппаратов.
2. Материал корпуса металл.
3. Предусмотреть окошко для снятия показаний с электросчетчика.

13/04/26-1Пр-ЭМ.0Л						
«Модернизация здания общежития по адресу: г. Минск, ул. Коллекторная д.20»						
1	Зам	38-26	07.26			
Изм.	Колич.	Лист	N док	Подпись	Дата	
Разраб.					Шабан	05.26
Проверил					Шабан	05.26
Утвердил					Крушанов	05.26
Н. контр.					Крушанов	05.26
Замена лифтов					С	1
Опросный лист для заказа ШП/ПР11 с АВР (ПР11-3.006-IP31 УЗ)					ООО "Бюро комплексного проектирования"	

1. Материал корпуса металл.

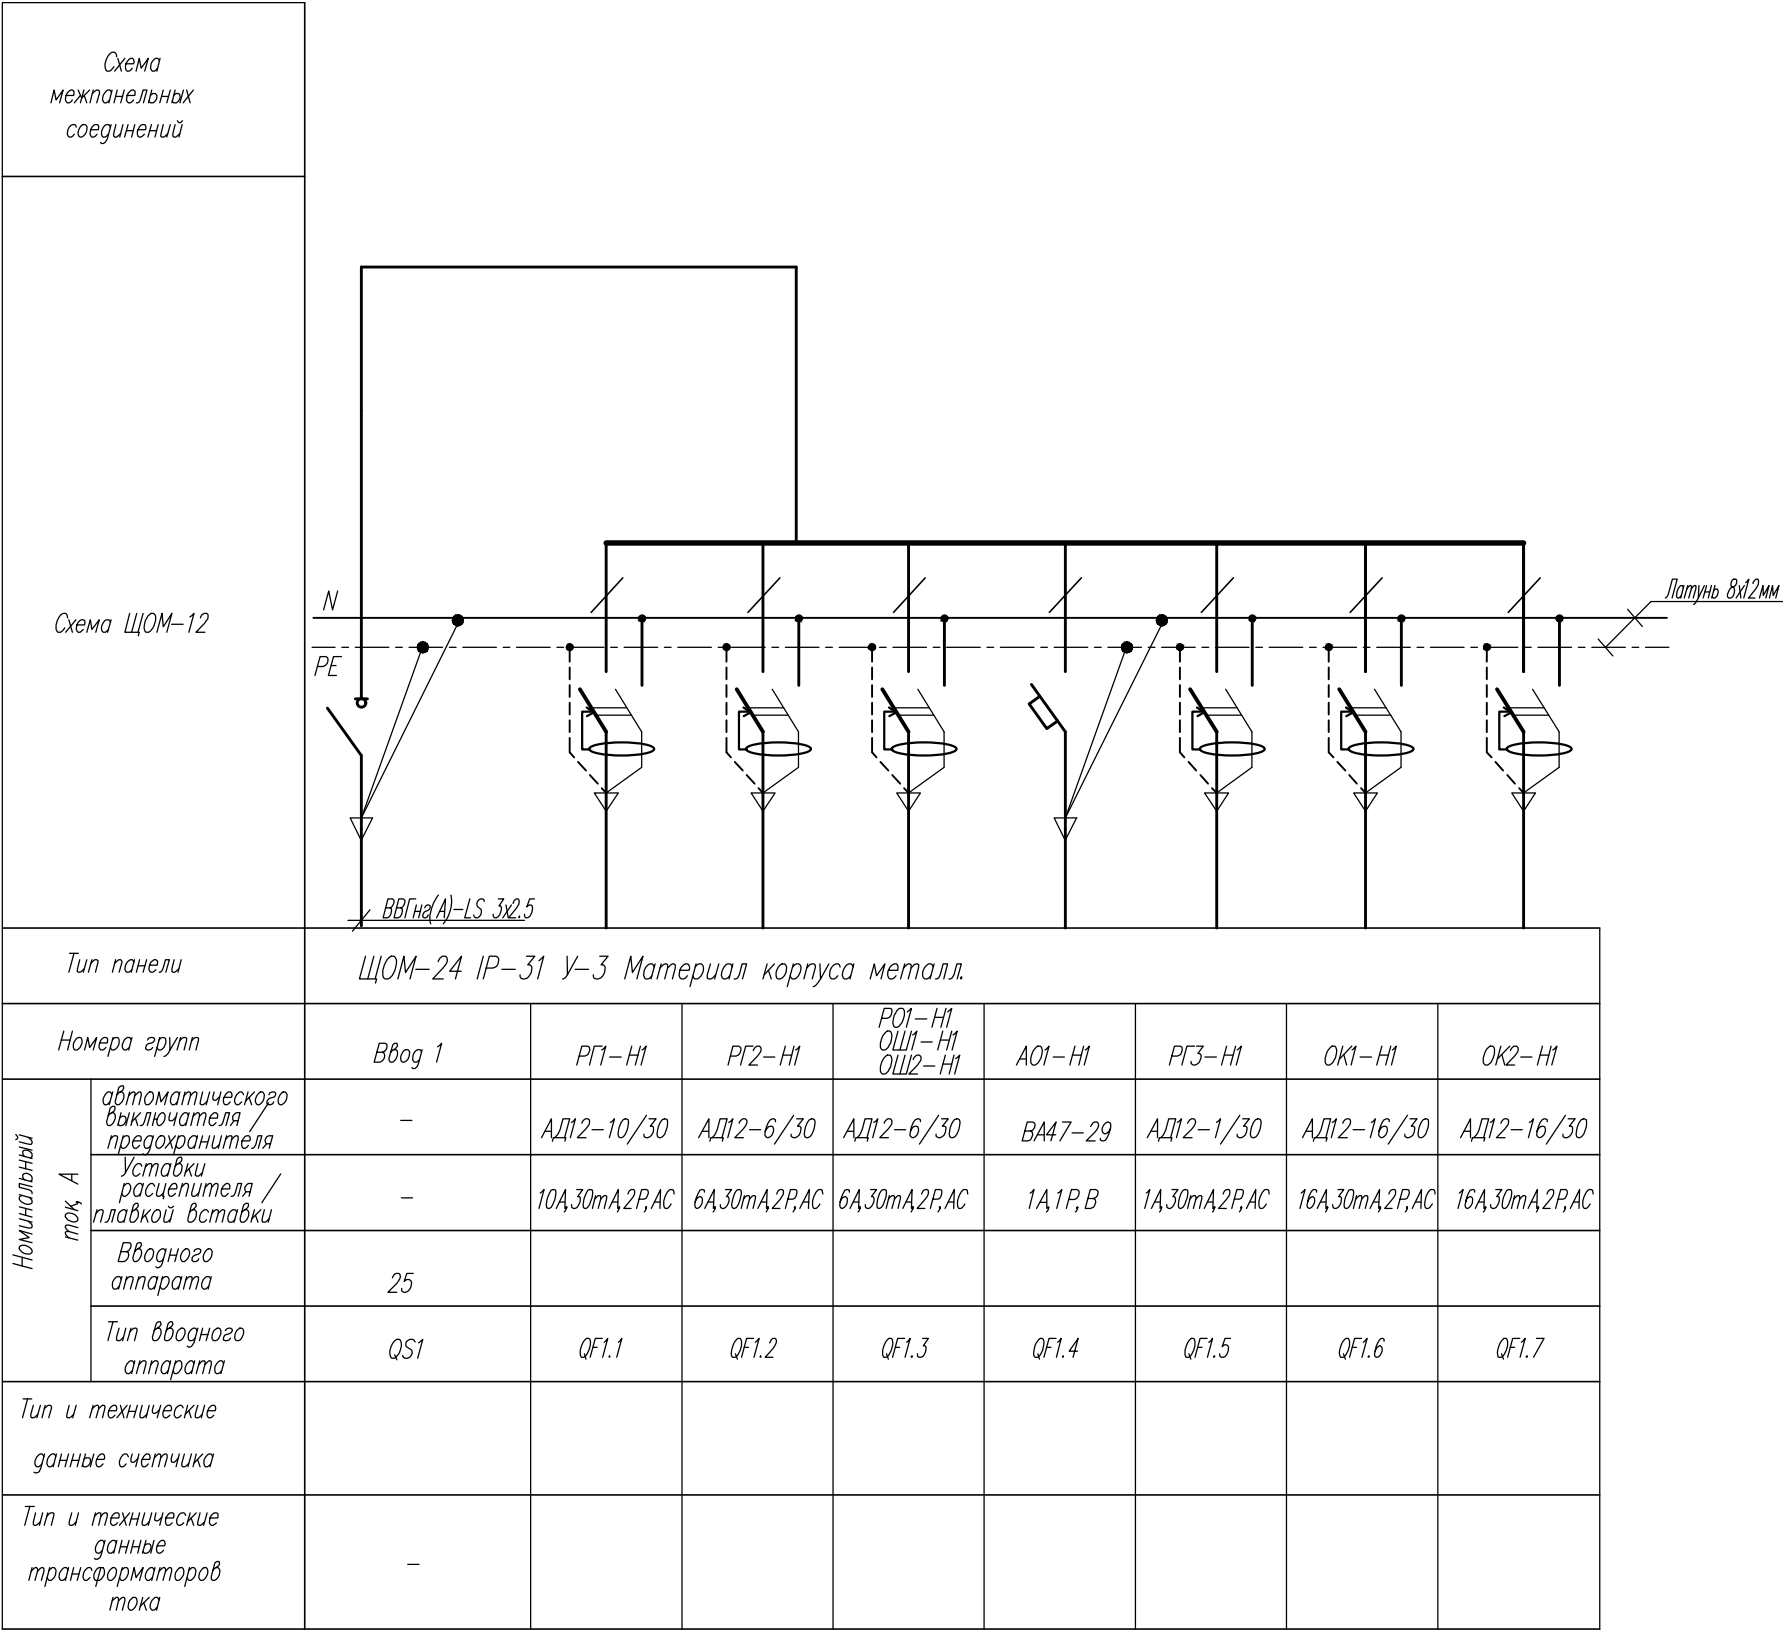

						13/04/26-1Пр - ЭМ.0Л					
1		Зам	38-26		07.26	«Модернизация здания общежития по адресу: г. Минск, ул. Коллекторная д.20»					
Изм.	Колич.	Лист	N док	Подпись	Дата				Стадия	Лист	Листов
						Замена лифтов			С	2	
Разраб.	Шадан				05.26						
Проверил	Шадан				05.26	Опросный лист для заказа ЩОМ-24 (МП2) (ЩОМ-24, ТУ ВУ691768257.001-2014)			ООО "Бюро комплексного проектирования"		
Утвердил	Крушанов				05.26						
Н. контр.	Крушанов				05.26						

Ведомость рабочих чертежей основного комплекта 13/04/26-1Пр-СС

Лист	Наименование	Примечание
1	Общие данные	1(Зам)
2	Схема электрическая соединений лифты 1,2.	1(Зам)
3	План прокладки сетей диспетчеризации в машинном помещении 1.	1(Зам)
4	Трасса кабеля на фрагменте плана 1-го этажа.	1(Зам)
5	Схема прокладки кабеля, по ул. Коллекторная д.20.	1(Зам)

Ведомость ссылочных и прилагаемых документов

Обозначение	Наименование	Примечание
	<u>Прилагаемые документы</u>	
13/04/26-1Пр-СС.СО	Спецификация оборудования, изделий и материалов	1(Зам)

Общие указания


1 Технические решения, принятые в рабочих чертежах, соответствуют требованиям экологических, санитарно-гигиенических, противопожарных и других действующих норм и правил и обеспечивают безопасную для жизни и здоровья людей эксплуатацию объекта при соблюдении предусмотренных рабочими чертежами мероприятий

2 В проекте выполнена диспетчеризация лифтов на основании задания на проектирование в соответствии с ТУ N 12-130-049 от 07.05.26г. ОАО "Лифтсервис".

3 При закупке оборудования с техническими характеристиками и параметрами, отличающимися от приведенных в спецификациях оборудования, в разработанную проектную документацию вносятся изменения по поручению заказчика на договорной основе.

Инв.№ подл.	Подпись и дата	Взамен инв.№	13/04/26-1Пр-СС					
			«Модернизация здания общежития по адресу: г. Минск, ул. Коллекторная д.20»					
			1		Зам	38-26		07.26
	Изм.	Кол.	Лист	№ док.	Подпись	Дата		
	ГИП		Крушанов			05.26	Замена лифтов	Стадия
								Лист
	Разраб.	Шабан				05.26	Общие данные	Листов
	Проверил	Шабан				05.26		С
	Утвердил	Крушанов				05.26		1
	Н. контр.	Крушанов				05.26		5
							ООО "Бюро комплексного проектирования"	

Адрес	ул. Коллекторная д.20 Машинное помещение.					
N лифта	лифт 1		лифт 2		Помещение противодымной защиты и сигнализации	
Место установки	машинное помещение	кабина лифта	машинное помещение	кабина лифта	машинное помещение	
Наименование параметра	контроль состояния лифта	переговорно-вызыв- ное устройство	контроль состояния лифта	переговорно-вызыв- ное устройство	контроль двери	Диспетчерская связь
Обозн. по электрической схеме	1-СУ	1-А2	2-СУ	2-А2	2-СД	КЕ

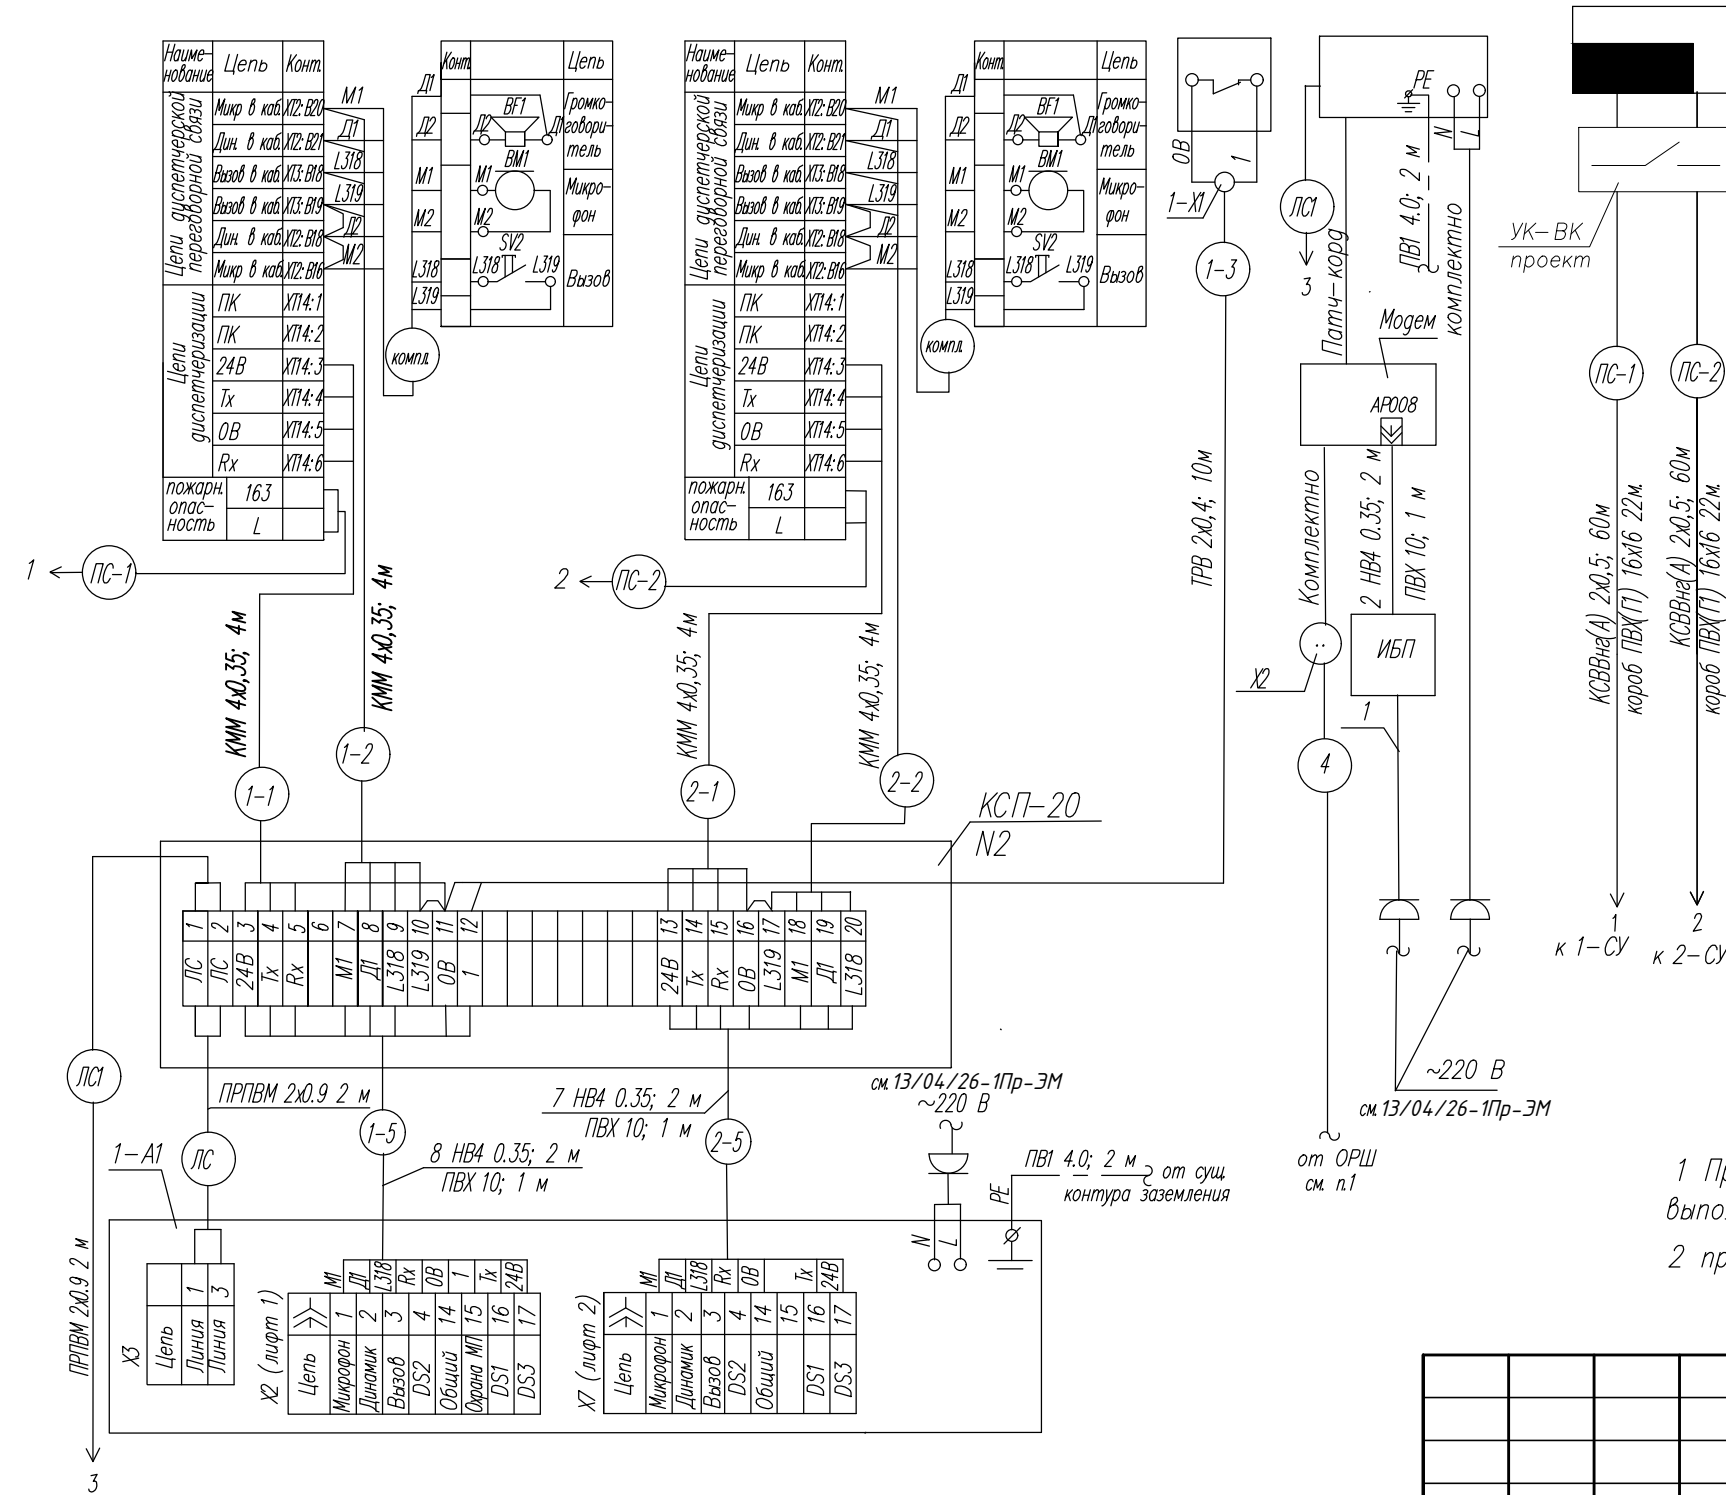


Спецификация оборудования			
Поз. обоз.	Наименование	Кол.	Примечание
1,2-СУ	Станция управления УЛ	2	см. 13/04/26-1Пр-АС
1,2-А2	Переговорно-вызывное устройство	2	комплектно с лифтом
1-А1	Блок абонентский ПДЖИ.421453.007-07	1	
КЕ	Концентратор ETHERNET ПДЖИ.421453.005	1	
Приборы и средства автоматизации			
1-СД	Извещатель магнитоконтактный MPS-20	1	
ИБП	Источник бесперебойного питания "Резерв 12/2 "	1	
УК-ВК	Устройство коммутационное УК-ВК исп.14	1	
Монтажные изделия и материалы			
	Кабель ПРПВМ 2x0.9 ТУ ВУ 500017371.048-2009	4	м
	Кабель КСВВна(А) 2x0.5 ТУ ВУ 400083186.116-2010	120	м
	Кабель КММ 4x0.35 ТУ ВУ 400083186.092-2010	16	м
	Провод ТРВ 2x0.4 ТУ ВУ 500017371.047-2008	10	м
	Провод НВ4 0.35 ГОСТ 17515-72Е	34	м
	Провод ПВ1 4.0 ГОСТ 31947-2012	4	м
	Трубка ПВХ ТВ-40А 10 ГОСТ 19034-82	3	м
КСП-20 N2,	Коробка соединительная КСП-20	1	
1-Х1	Коробка КО-4	1	
1	Шнур ПВС-ВП 3x0.75-250-15-10 ГОСТ 28244-96	1	
	Кабель канал с крышкой ПВХ(Г1) 16x16	44	м

1 Прокладку линии связи (4), установку оптической розетки X2 для модема в машинном помещении выполняет РУП "Белтелеком".
2 проектом предусмотрен режим "ПОЖАРНАЯ ОПАСНОСТЬ".

						13/04/26-1Пр-СС		
						«Модернизация здания общежития по адресу: г. Минск, ул. Коллекторная д.20»		
Изм.	Кол.	Лист	№ док.	Подпись	Дата	Замена лифтов	Стадия	Лист
							С	2
Разраб.	Шадан				05.2026	Схема электрическая соединений лифты 1,2.	ООО "Бюро комплексного проектирования"	
Проверил	Шадан				05.2026			
Н. контр.	Крушанов				05.2026			
Утвердил	Крушанов				05.2026			


План машинного помещения 1.

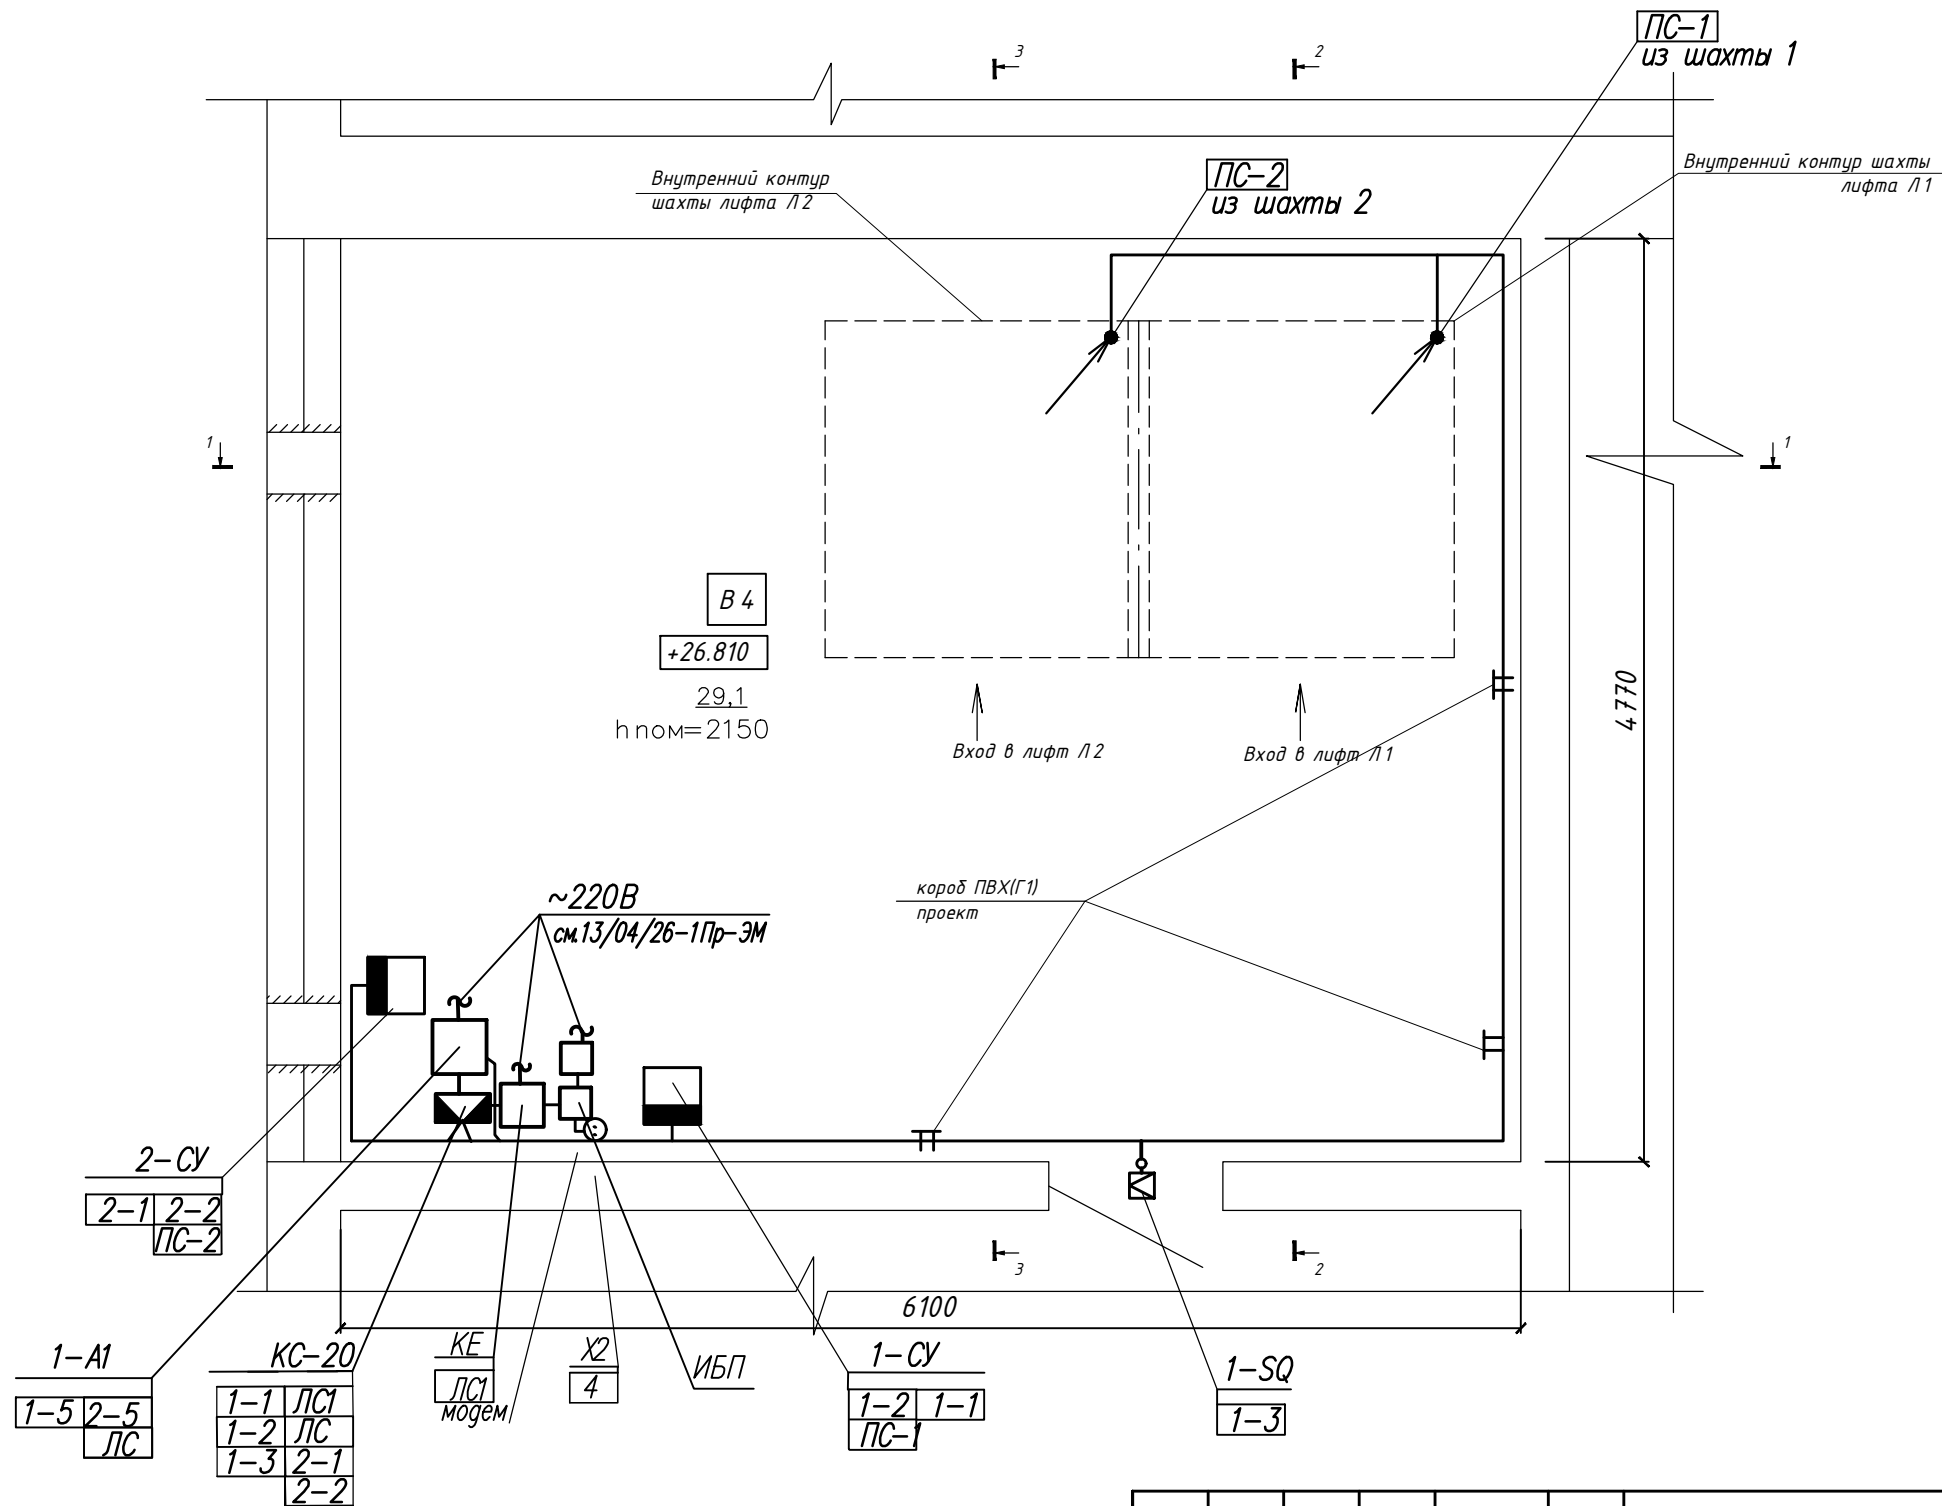

- 1 Размещение приборов, электрических и трубных проводов уточнить при монтаже
- 2 Маркировка цепей, обозначение приборов и средств диспетчеризации соответствуют приведенным на схеме электрической соединений, л. 2
- 3 Кабель ПС-1 и ПС-2, по машинному помещению проложить в коробе ПВХ(ГП).

						13/04/26-1Пр-СС			
1		Зам	38-26		07.26	«Модернизация здания общежития по адресу: г. Минск, ул. Коллекторная д.20»			
Изм.	Кол.	Лист	Итого	Подпись	Дата				
						Замена лифтов	Стадия	Лист	Листов
							С	3	
Разраб.		Шабан			05.26	План прокладки сетей диспетчеризации в машинном помещении 1.	ООО "Бюро комплексного проектирования"		
Проверил		Шабан			05.26				
Утвердил		Крушанов			05.26				
Н. контр.		Крушанов			05.26				

План 1-го этажа.

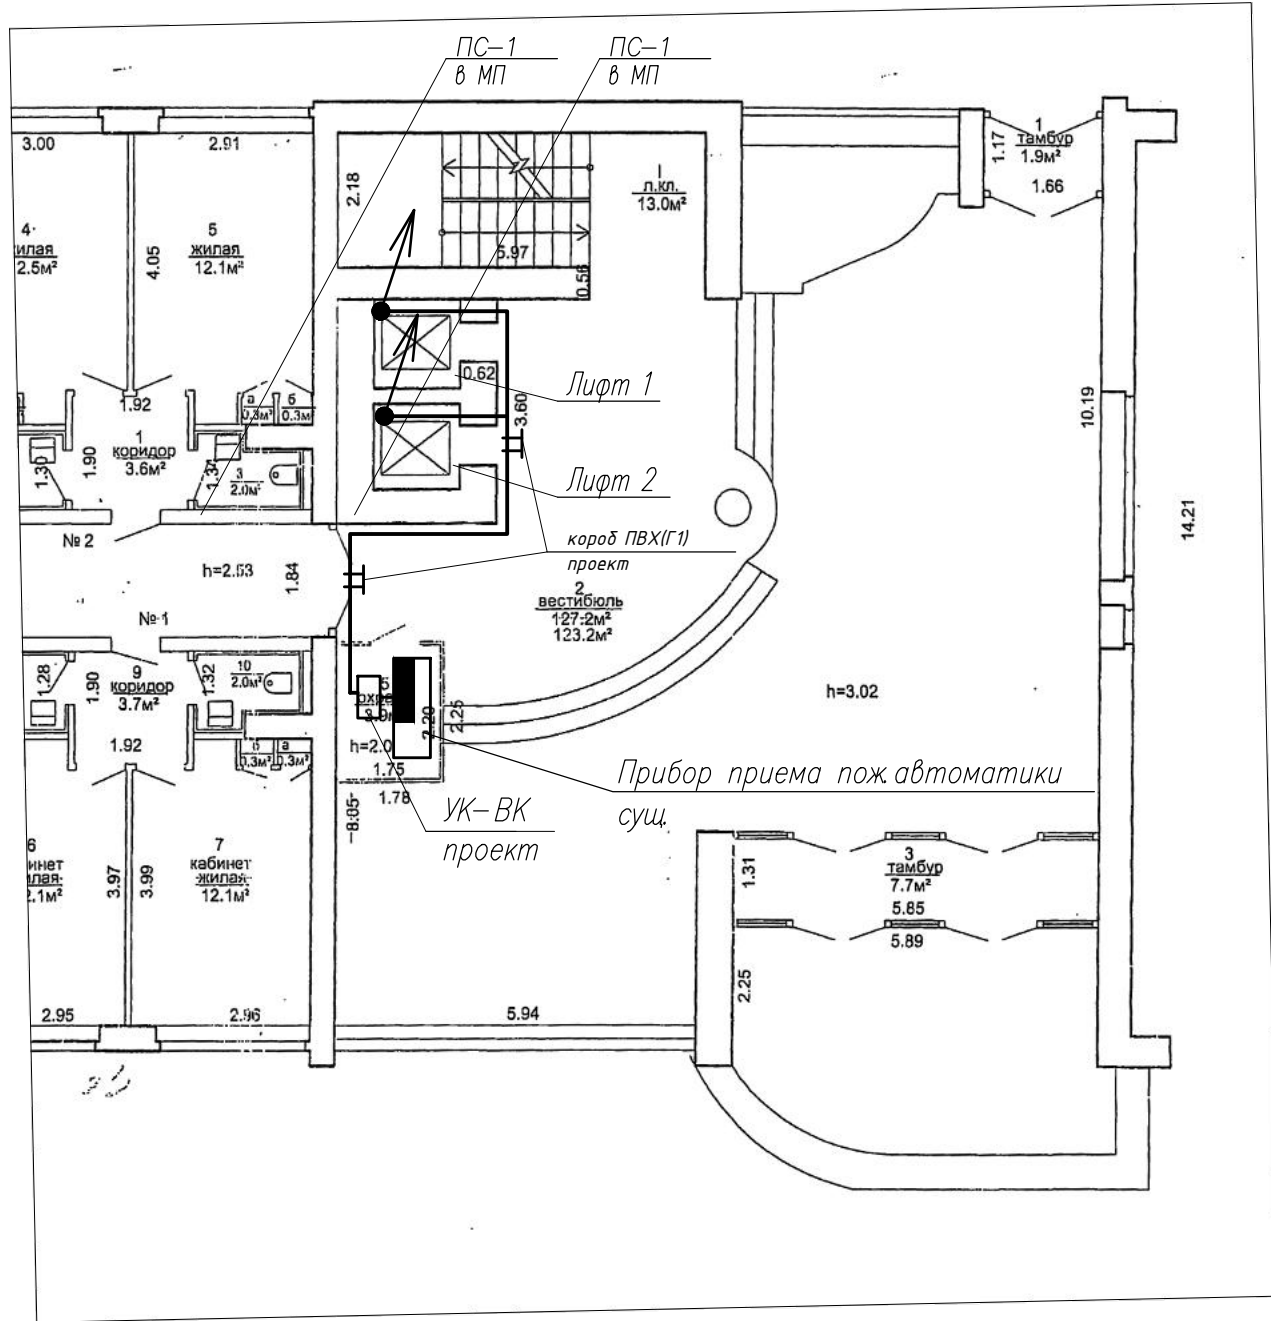

1. Строительная часть показана условно.
2. Расстановку оборудования выполнить по месту.




– Проводка уходит на более высокую отметку или приходит с более высокой отметки

– Проводка приходит с более низкой отметки или уходит на более низкую отметку

						13/04/26-1 Пр - СС		
1		Зам	38-26		07.26	«Модернизация здания общежития по адресу: г. Минск, ул. Коллекторная д.20»		
Изм.	Колич	Лист	N док	Подпись	Дата			
							Стадия	Лист
								Листов
Разраб.	Шабан			05.26	Замена лифтов		С	4
Проверил	Шабан			05.26				
Утвердил	Крцшанов			05.26				
Н. контр.	Крцшанов			05.26				
Трасса кабеля на плане 1-го этажа						ООО "Бюро комплексного проектирования"		

Ситуационная схема прокладки кабеля, по ул. Коллекторная д.20.

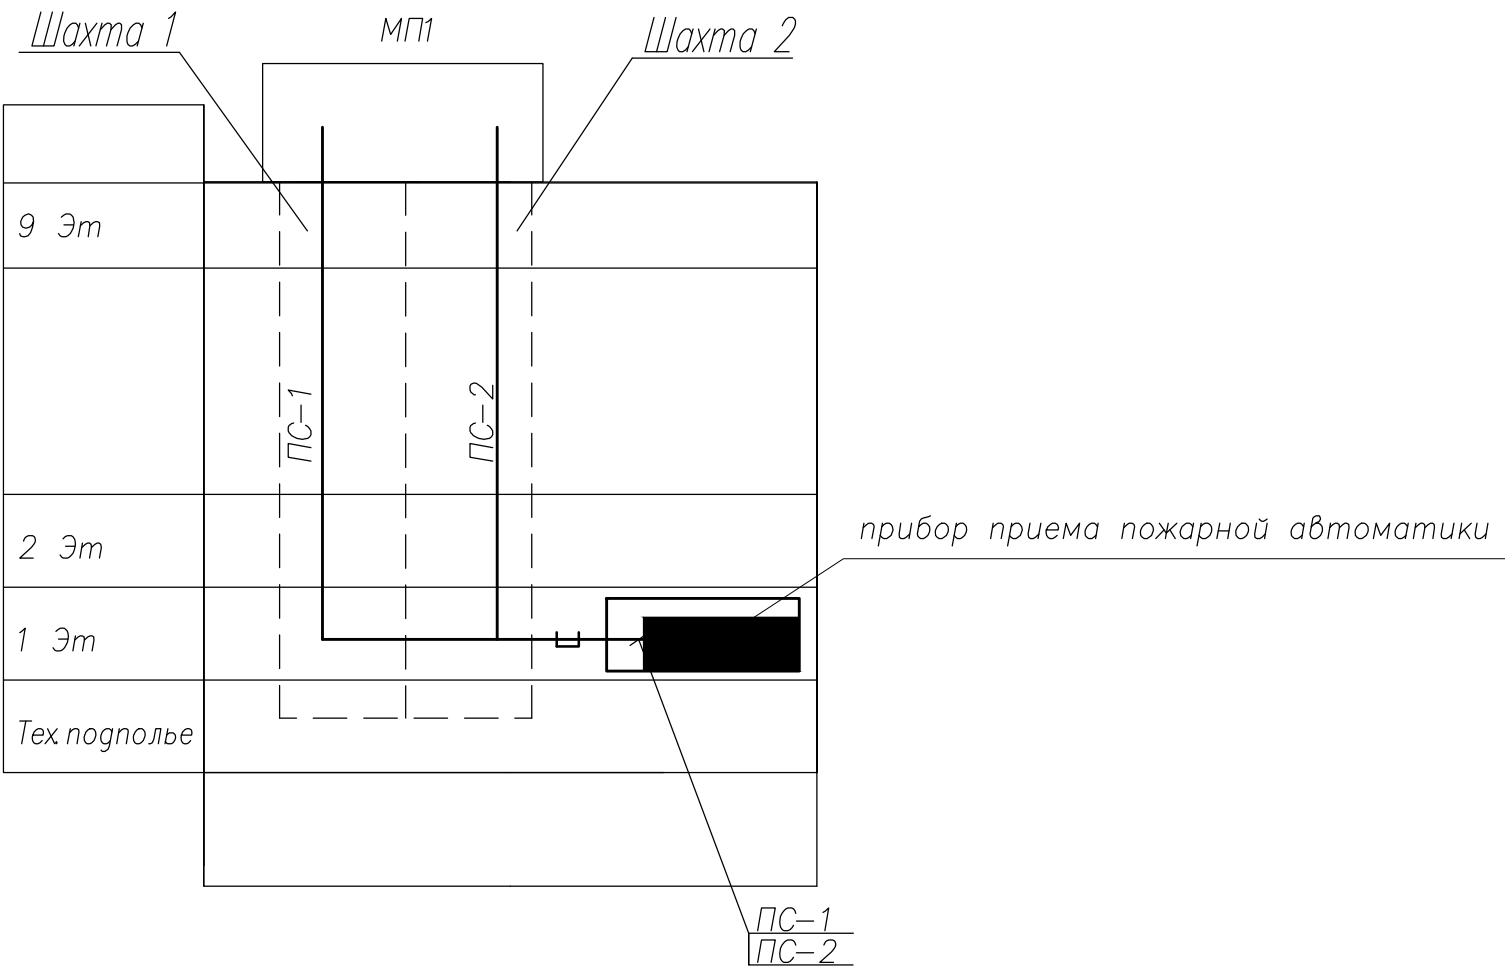

- 1. Строительная часть показана условно.
- 2. Расстановку оборудования выполнить по месту.

↗ ↘ — Проводка уходит на более высокую отметку или
приходит с более высокой отметки

↖ ↙ — Проводка приходит с более низкой отметки или
уходит на более низкую отметку

						13/04/26-1Пр-СС		
1		Зам	38-26		07.26	«Модернизация здания общежития по адресу: г. Минск, ул. Коллекторная д.20»		
Изм.	Колич.	Лист	N док.	Подпись	Дата			
						Замена лифтов	Стадия	Лист
							С	5
Разраб.	Шадан				05.26	Схема прокладки кабеля, по ул. Коллекторная д.20.	ООО "Бюро комплексного проектирования"	
Проверил	Шадан				05.26			
Утвердил	Крушанов				05.26			
Н. контр.	Крушанов				05.26			

Инв.№ подл.

Подпись и дата

Взамен инв.№

Поз	Наименование и техническая характеристика	Тип, марка, обозначение документа, опросного листа	Код продукции	Поставщик	Ед. измерения	Кол.	Масса 1 ед., кг	Примечание
	Оборудование и материалы, поставляемые заказчиком							
	Комплекс средств диспетчеризации:							
1–А1	Блок лифтовой, совместимый с работой системы контроля инженерного оборудования СКИО "Беллифт," в комплекте с источником бесперебойного питания U=12В, обеспечивающим нормальную работу устройства не менее 1 часа; на два лифта УЛ с платами ПУ–3	БА ПДЖИ.421453.007–07			шт.	1		или аналог
KE	Концентратор ETHERNET	ПДЖИ.421453.005			шт.	1		
	Электроаппаратура							
1–SQ	Извещатель магнитоконтактный	MPS–20			шт.	1		
ИБП	Источник бесперебойного питания "Резерв" 12/2 U=13,6В, I=2А				шт.	1		
	Аккумулятор 12В, 7А/Ч				шт.	1		
УК–ВК	Устройство коммутационное УК–ВК исп.14				шт.	1		
	Кабели и провода							
	Однопарный кабель с медной жилой диам.0,9мм с ПЭ изоляцией в ПЭ оболочке, напряжением до ~380В,	ПРПВМ 2х0.9 ТУ ВУ 500017371.048–2009			м	4		
	Кабель для систем сигнализации с низким дымо–газовыделением из ПВХ пластиката пластиката пониженной горючести	КСВВнг(А) 2х0.5 ТУ ВУ 400083186.116–2010			м	120		
	Кабель микрофонный, экранированный с оболочкой ПВХ пластикат количество жил–4,	КММ 4х0,35 ТУ ВУ400083186.092–2010			м	16		
	Провод с двумя медными однопроволочными жилами с диаметром 0.4 мм	ТРВ 2х0.4			м	10		
	для абонентской телефонной сети	ТУ ВУ 500017371.047–2008						

1. Тип и марку оборудования уточнить при тендерных торгах с сохранением технических характеристик
2. При закупке оборудования с техническими характеристиками и параметрами, отличающимися от приведенных в спецификациях оборудования, в разработанную проектную документацию вносятся изменения по поручению заказчика на договорной основе.

						13/04/26–1Пр–СС.ССО			
1		Зам	38–26		07.26	«Модернизация здания общежития по адресу: г. Минск, ул. Коллекторная д.20»			
Изм.	Кол.	Лист	Идент	Подпись	Дата		Стадия	Лист	Листов
						Замена лифтов	С	1	2
Разраб.	Шабан				05.26	Спецификация оборудования, изделий и материалов	ООО "Бюро комплексного проектирования"		
Проверил	Шабан				05.26				
Утвердил	Крцшанов				05.26				
Н. контр.	Крцшанов				05.26				

[illegible]